

II. PLANOS

PROYECTO BASICO Y DE EJECUCION
CONSTRUCCION DE GRADERIOS EN CAMPO DE RUGBY
CAMPOS DE RUGBY PEPE ROJO. CTRA. RENEDO KM. 3,7 (VALLADOLID)

1517

PROPIEDAD

Ayuntamiento  de Valladolid
Fundación Municipal de Deportes

SEPTIEMBRE 2015

ARQUITECTOS

DANIEL GONZALEZ TELLO
PEDRO CARDENAL GARCIA

NOMBRE
GONZALEZ
TELLO
DANIEL
NIF
11783921D

PROYECTO
CONSTRUCCION DE GRADERIOS EN CAMPO DE RUGBY
CAMPOS DE RUGBY PEPE ROJO. CTRA. RENEDO KM. 3,7 (VALLADOLID)

TCU
arquitectos
C/ López Gómez Nº19-1º C.P: 47002. VALLADOLID
T.983/303838.F.983/300698 proyectos@tcuarquitectos.com



PLANO DE SITUACION

PROYECTO DE EJECUCION
CONSTRUCCION DE GRADERIOS EN CAMPO DE RUGBY
CAMPOS DE RUGBY PEPE ROJO. CTRA. RENEDO, KM. 3,7 (VALLADOLID)

1517

Nº PLANO

S01

PLANO DE SITUACION

ESCALA S/E

PROPIEDAD

Ayuntamiento de Valladolid
Fundación Municipal de Deportes

SEPTIEMBRE 2015

ARQUITECTOS

DANIEL GONZALEZ TELLO

PEDRO CARDENAL GARCIA

TCU
arquitectos
C/ López Gómez N°19-1º C.P.: 47002, VALLADOLID
T.983/303838-F.983/300698 proyectos@tcuarquitectos.com



PLANO DE EMPLAZAMIENTO

PROYECTO DE EJECUCION
CONSTRUCCION DE GRADERIOS EN CAMPO DE RUGBY
CAMPOS DE RUGBY PEPE ROJO. CTRA. RENEDO, KM. 3,7 (VALLADOLID)

1517

Nº PLANO

S02

PLANO DE EMPLAZAMIENTO

ESCALA S/E

PROPIEDAD

Ayuntamiento de Valladolid
Fundación Municipal de Deportes

SEPTIEMBRE 2015

ARQUITECTOS




DANIEL GONZALEZ TELLO



PEDRO CARDENAL GARCIA

T C U
arquitectos
C/ López Gómez N°19-1º C.P.: 47002, VALLADOLID
T.983/303838-F.983/300698 proyectos@tcuarquitectos.com

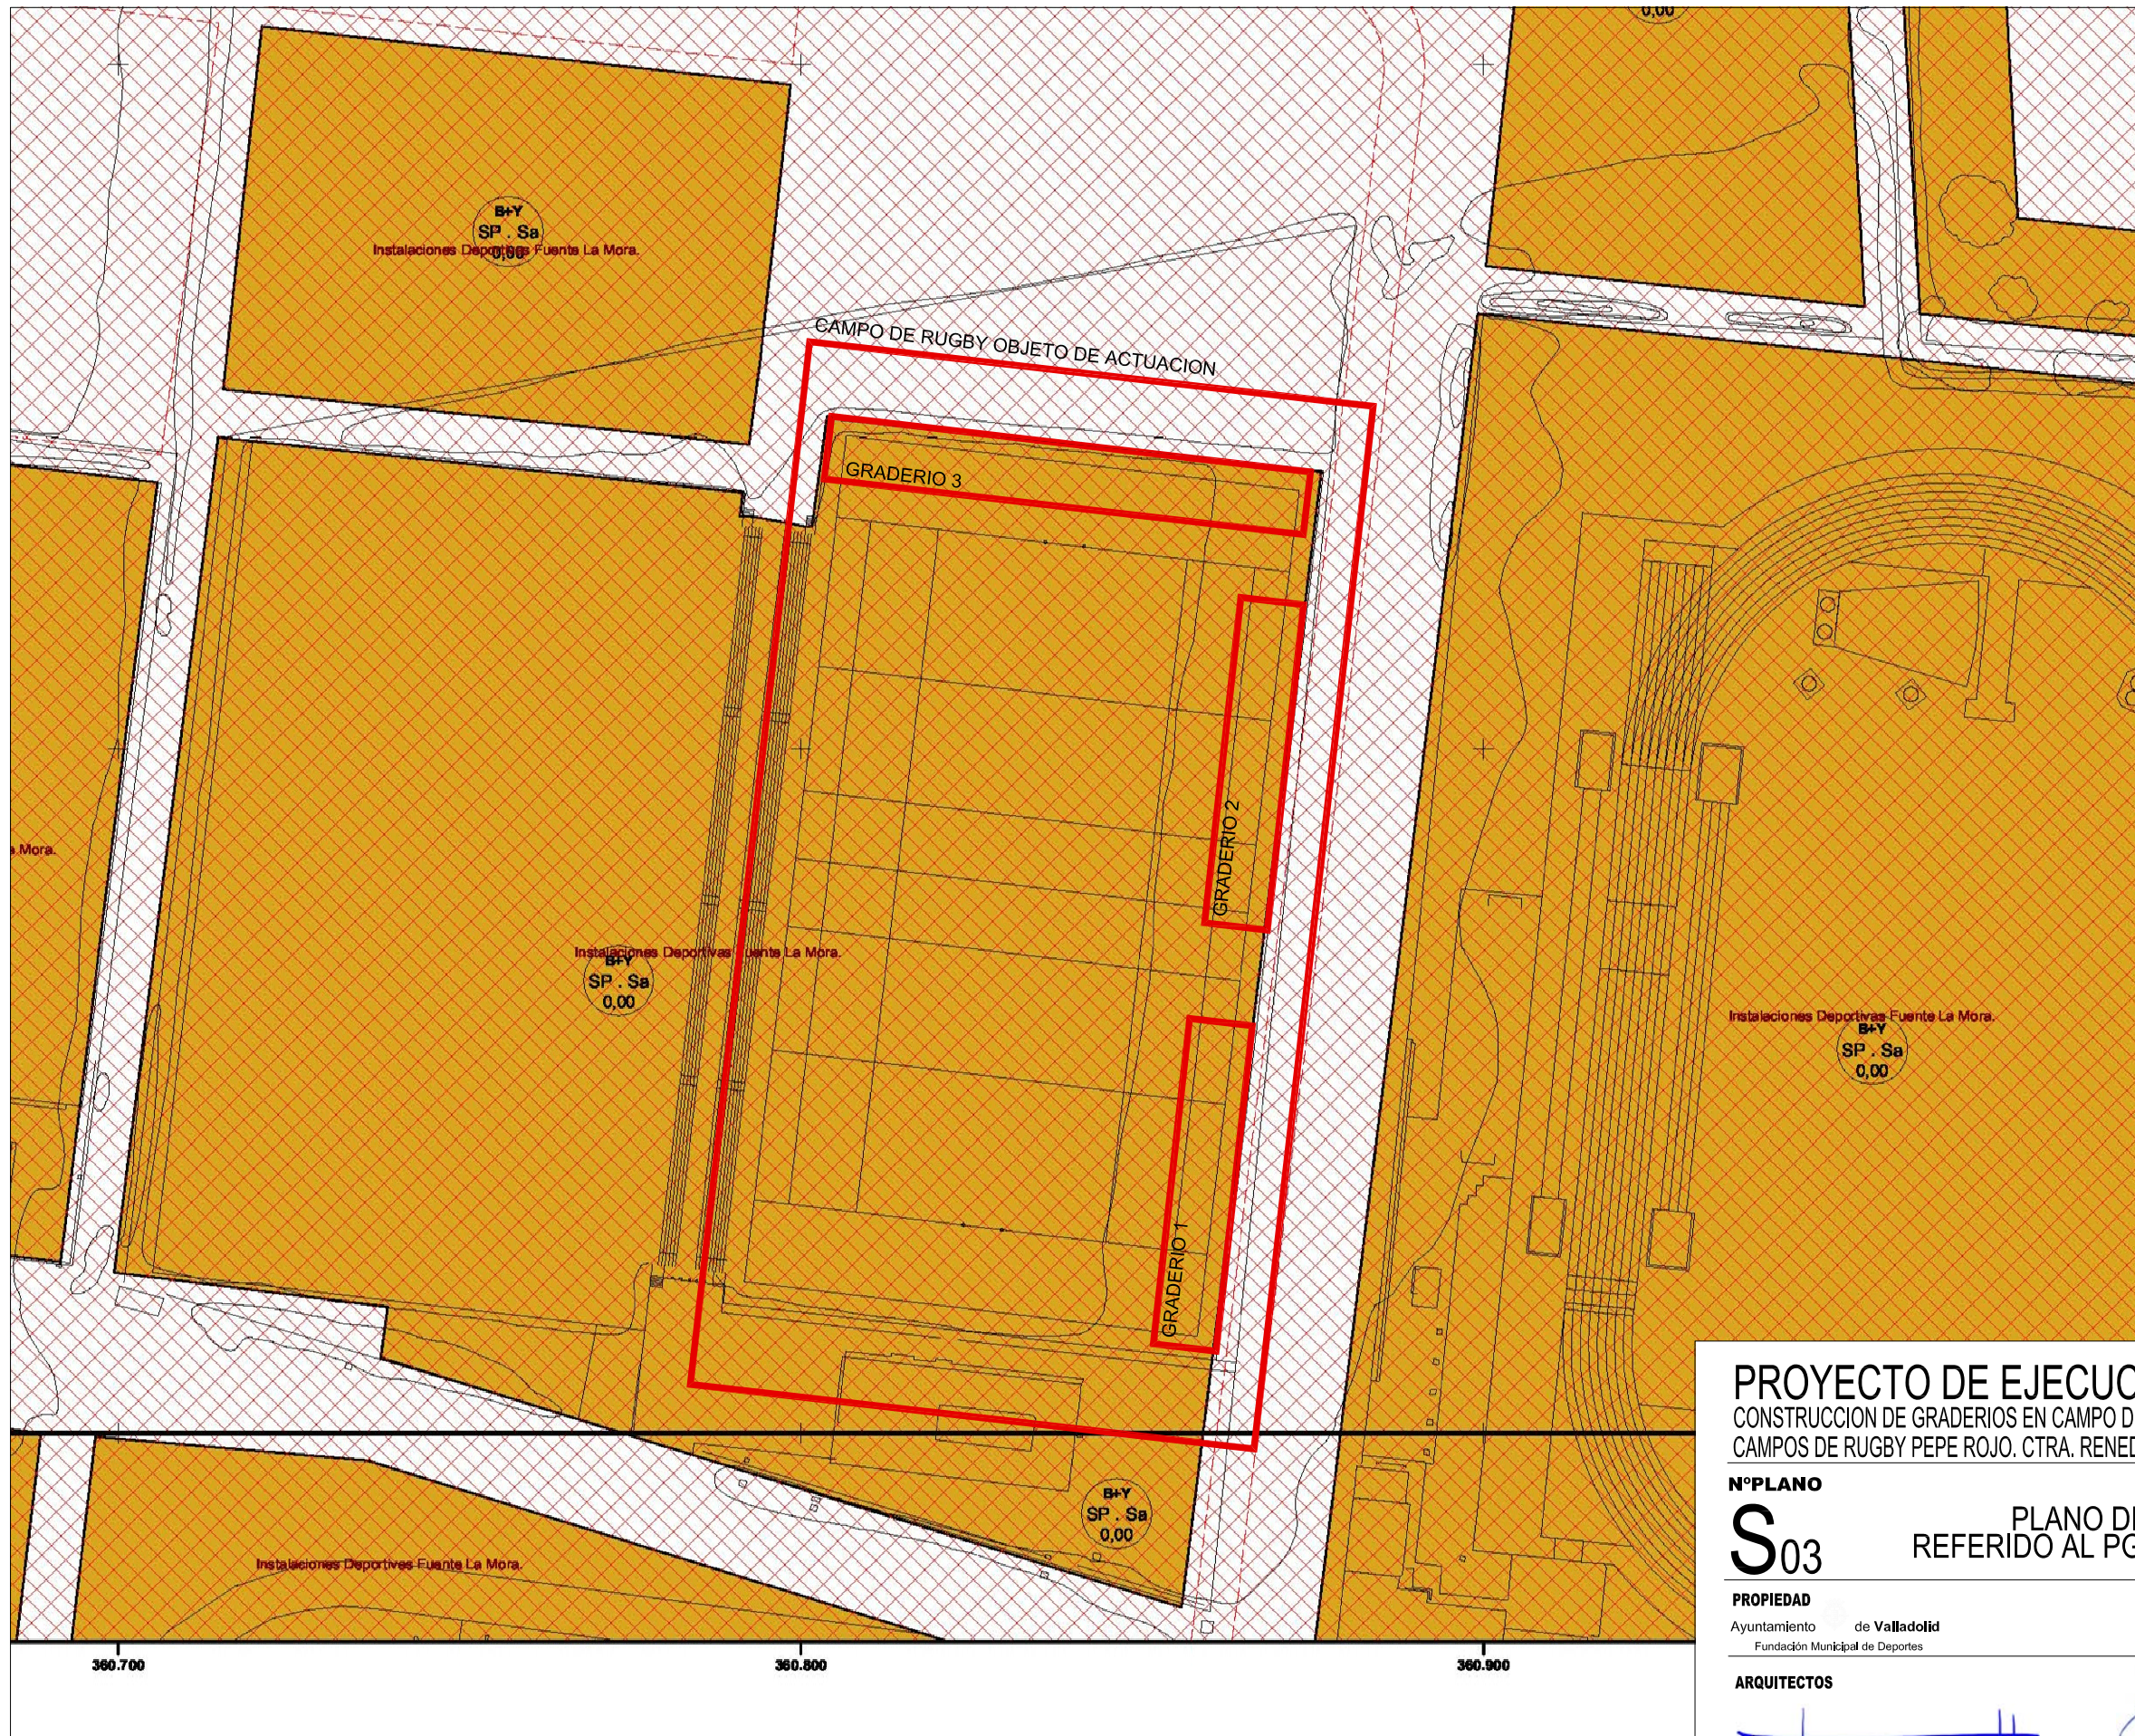

SUELO URBANO
ÁREAS UNIFORMES
Límite de separación
Ámbito
Índice de edificabilidad
Índice de actividad
Índice de uso
Índice de equipamiento

ÁREAS DE ORDENANZA ESPECÍFICA
Ámbito
Índice de edificabilidad
Índice de actividad
Índice de uso
Índice de equipamiento

INSTRUMENTOS ASUMIDOS
UEA UNIDAD DE ACTUACIÓN ASUMIDA
Ámbito
Índice de edificabilidad
Índice de actividad
Índice de uso
Índice de equipamiento

ORDENACIÓN DE DETALLE: CALIFICACIÓN
CONDICIONES DE EDIFICACIÓN
EH EDIFICIO HISTÓRICO
EC EDIFICIO CONSOLIDADO
EP EDIFICACIÓN PERIMETRAL
PO PATIO OCUPADO
PI PATIO LIBRE
CP CONJUNTO CON PROYECTO
CJ CIUDAD JARDÍN
IU INDUSTRIA URBANA
IG INDUSTRIA GENERAL
UI INDUSTRIA JARDÍN
PI PATIO INDUSTRIAL
AE ÁREA ESPECIAL
EQ EQUIPAMIENTO
SU SERVICIOS URBANOS
ES ESPACIOS LIBRES
VC VARIO Y COMUNICACIONES
CONDICIONES ESPECÍFICAS
CONDICIONES DE PLANEAMIENTO DE DESARROLLO
EE EDIFICACIÓN ESPECÍFICA
DE EQUIPAMIENTO ESPECÍFICO
IE INDUSTRIA ESPECÍFICA

CONDICIONES DE USO
R1 RESIDENCIAL UNO
R2 RESIDENCIAL DOS
RM RESIDENCIAL MIXTO
PO PATIO OCUPADO
PI PATIO LIBRE
IU INDUSTRIA URBANA
IG INDUSTRIA GENERAL
UI INDUSTRIA JARDÍN
PI PATIO INDUSTRIAL
Ea EQUIPAMIENTO EDUCATIVO PÚBLICO
Ee EQUIPAMIENTO EDUCATIVO PRIVADO
Aa EQUIPAMIENTO ASISTENCIAL PÚBLICO
Ae EQUIPAMIENTO ASISTENCIAL PRIVADO
G1 EQUIPAMIENTO GENERAL PÚBLICO
G2 EQUIPAMIENTO GENERAL PRIVADO
SU SERVICIOS URBANOS
SI INSTALACIONES DEPORTIVAS PÚBLICAS
SP INSTALACIONES DEPORTIVAS PRIVADAS
UI USOS ESPECIALES
P PARQUES, JARDINES, RECREO Y EXPANSIÓN PÚBLICOS
PR PARQUES, JARDINES, RECREO Y EXPANSIÓN PRIVADOS
CONDICIONES ESPECÍFICAS
CONDICIONES DE PLANEAMIENTO DE DESARROLLO
RE RESIDENCIAL ESPECÍFICO
EE EQUIPAMIENTO ESPECÍFICO
IE INDUSTRIA ESPECÍFICA

SUELO URBANIZABLE DELIMITADO
SEC IA SECTOR PLANEAMIENTO ASUMIDO
Ámbito
Índice de edificabilidad
Índice de actividad
Índice de uso
Índice de equipamiento
SEC SECTOR DE SUELO URBANIZABLE
Ámbito
Índice de edificabilidad
Índice de actividad
Índice de uso
Índice de equipamiento

SISTEMAS GENERALES
EQ12 EQUIPAMIENTO
VI VARIO
EL ESPACIO LIBRE PÚBLICO
SU SERVICIOS URBANOS

Ayuntamiento de Valladolid
ÁREA DE URBANISMO
PLANIFICACIÓN Y ORDENACIÓN URBANA
Aprobación definitiva
Adaptación a la Ley 5/1989 de Castilla y León del Plan General de Ordenación Urbana de Valladolid
Por el Alcalde: *[Firma]*
Plan de Ordenación para SUELO URBANO
SERIE 1 COLOR
Escala: 1:1.000
Edición y actualización: Septiembre 2015
Proyecto: 40-11

PROYECTO DE EJECUCION
CONSTRUCCION DE GRADERIOS EN CAMPO DE RUGBY
CAMPOS DE RUGBY PEPE ROJO. CTRA. RENEDO, KM. 3,7 (VALLADOLID)

Nº PLANO
S03

PLANO DE SITUACION
REFERIDO AL PGOU DE VALLADOLID

PROPIEDAD
Ayuntamiento de Valladolid
Fundación Municipal de Deportes

ARQUITECTOS
[Firma]
DANIEL GONZALEZ TELLO
[Firma]
PEDRO CARDENAL GARCIA


TCU
arquitectos
C/ López Gómez Nº19-1º C.P. 47002, VALLADOLID
T.983/303838-F.983/300698 proyectos@tcuarquitectos.com

1517


ESCALA 1/1000

SEPTIEMBRE 2015

PLANO DE SITUACION REFERIDO AL PGOU DE VALLADOLID
SISTEMA GENERAL EQ-36 PARQUE DEPORTIVO "FUENTE LA MORA"

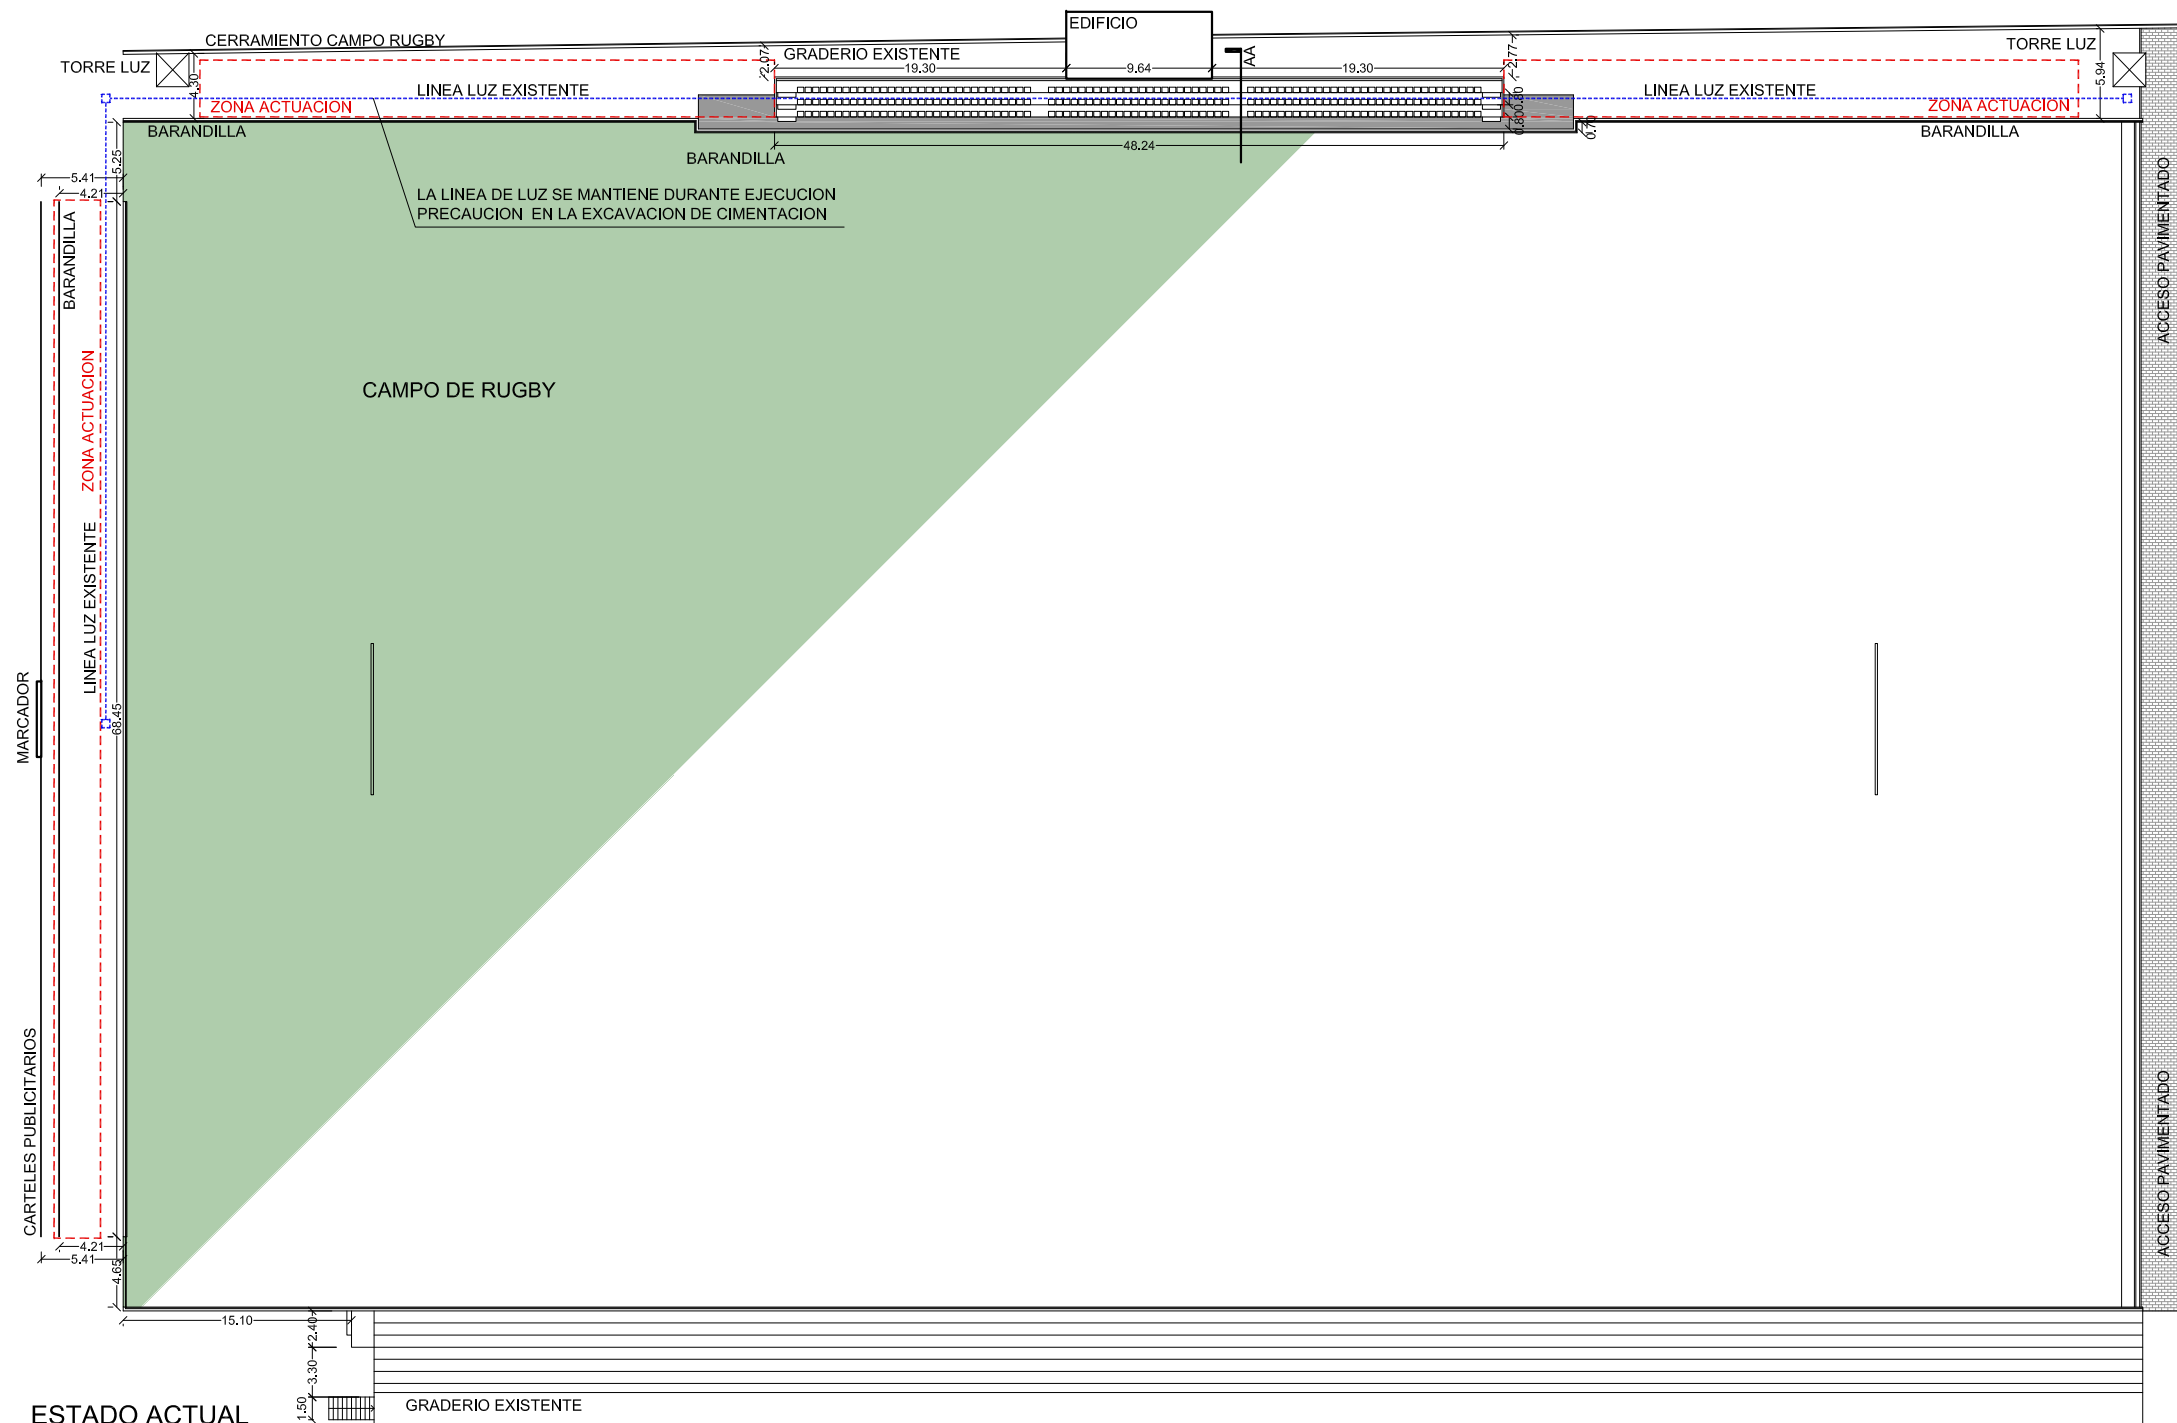

ESTADO ACTUAL

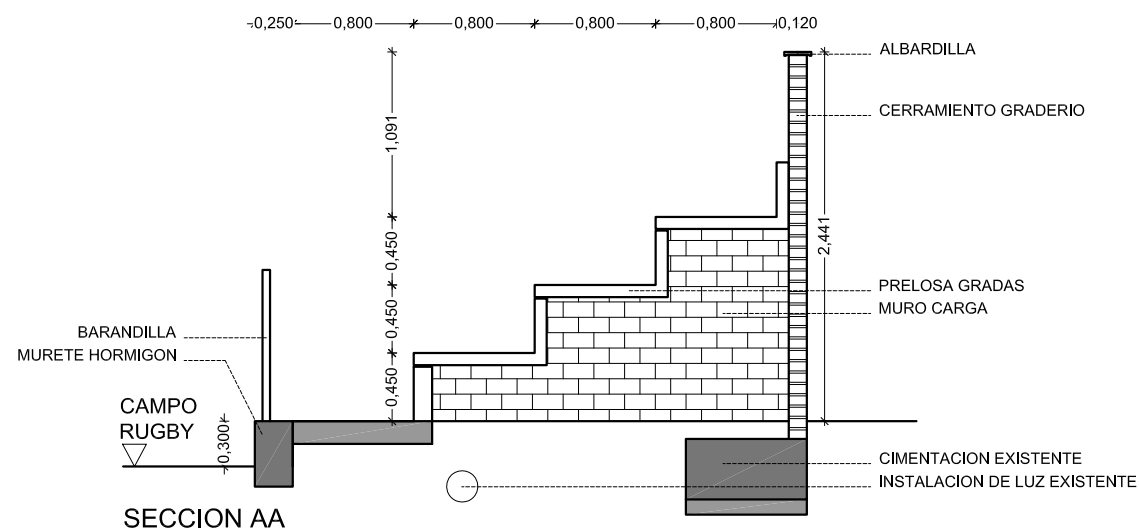

SECCION AA

PROYECTO DE EJECUCION

CONSTRUCCION DE GRADERIOS EN CAMPO DE RUGBY
CAMPOS DE RUGBY PEPE ROJO. CTRA. RENEDO, KM. 3,7 (VALLADOLID)

1517

Nº PLANO

A01

ESTADO ACTUAL

ESCALA 1/500

PROPIEDAD

Ayuntamiento de Valladolid
Fundación Municipal de Deportes


SEPTIEMBRE 2015

ARQUITECTOS

DANIEL GONZALEZ TELLO

PEDRO CARDENAL GARCIA

TCU
arquitectos
C/ López Gómez Nº19-1º C.P.: 47002, VALLADOLID
T.983/303838-F.983/300698 proyectos@tcuarquitectos.com

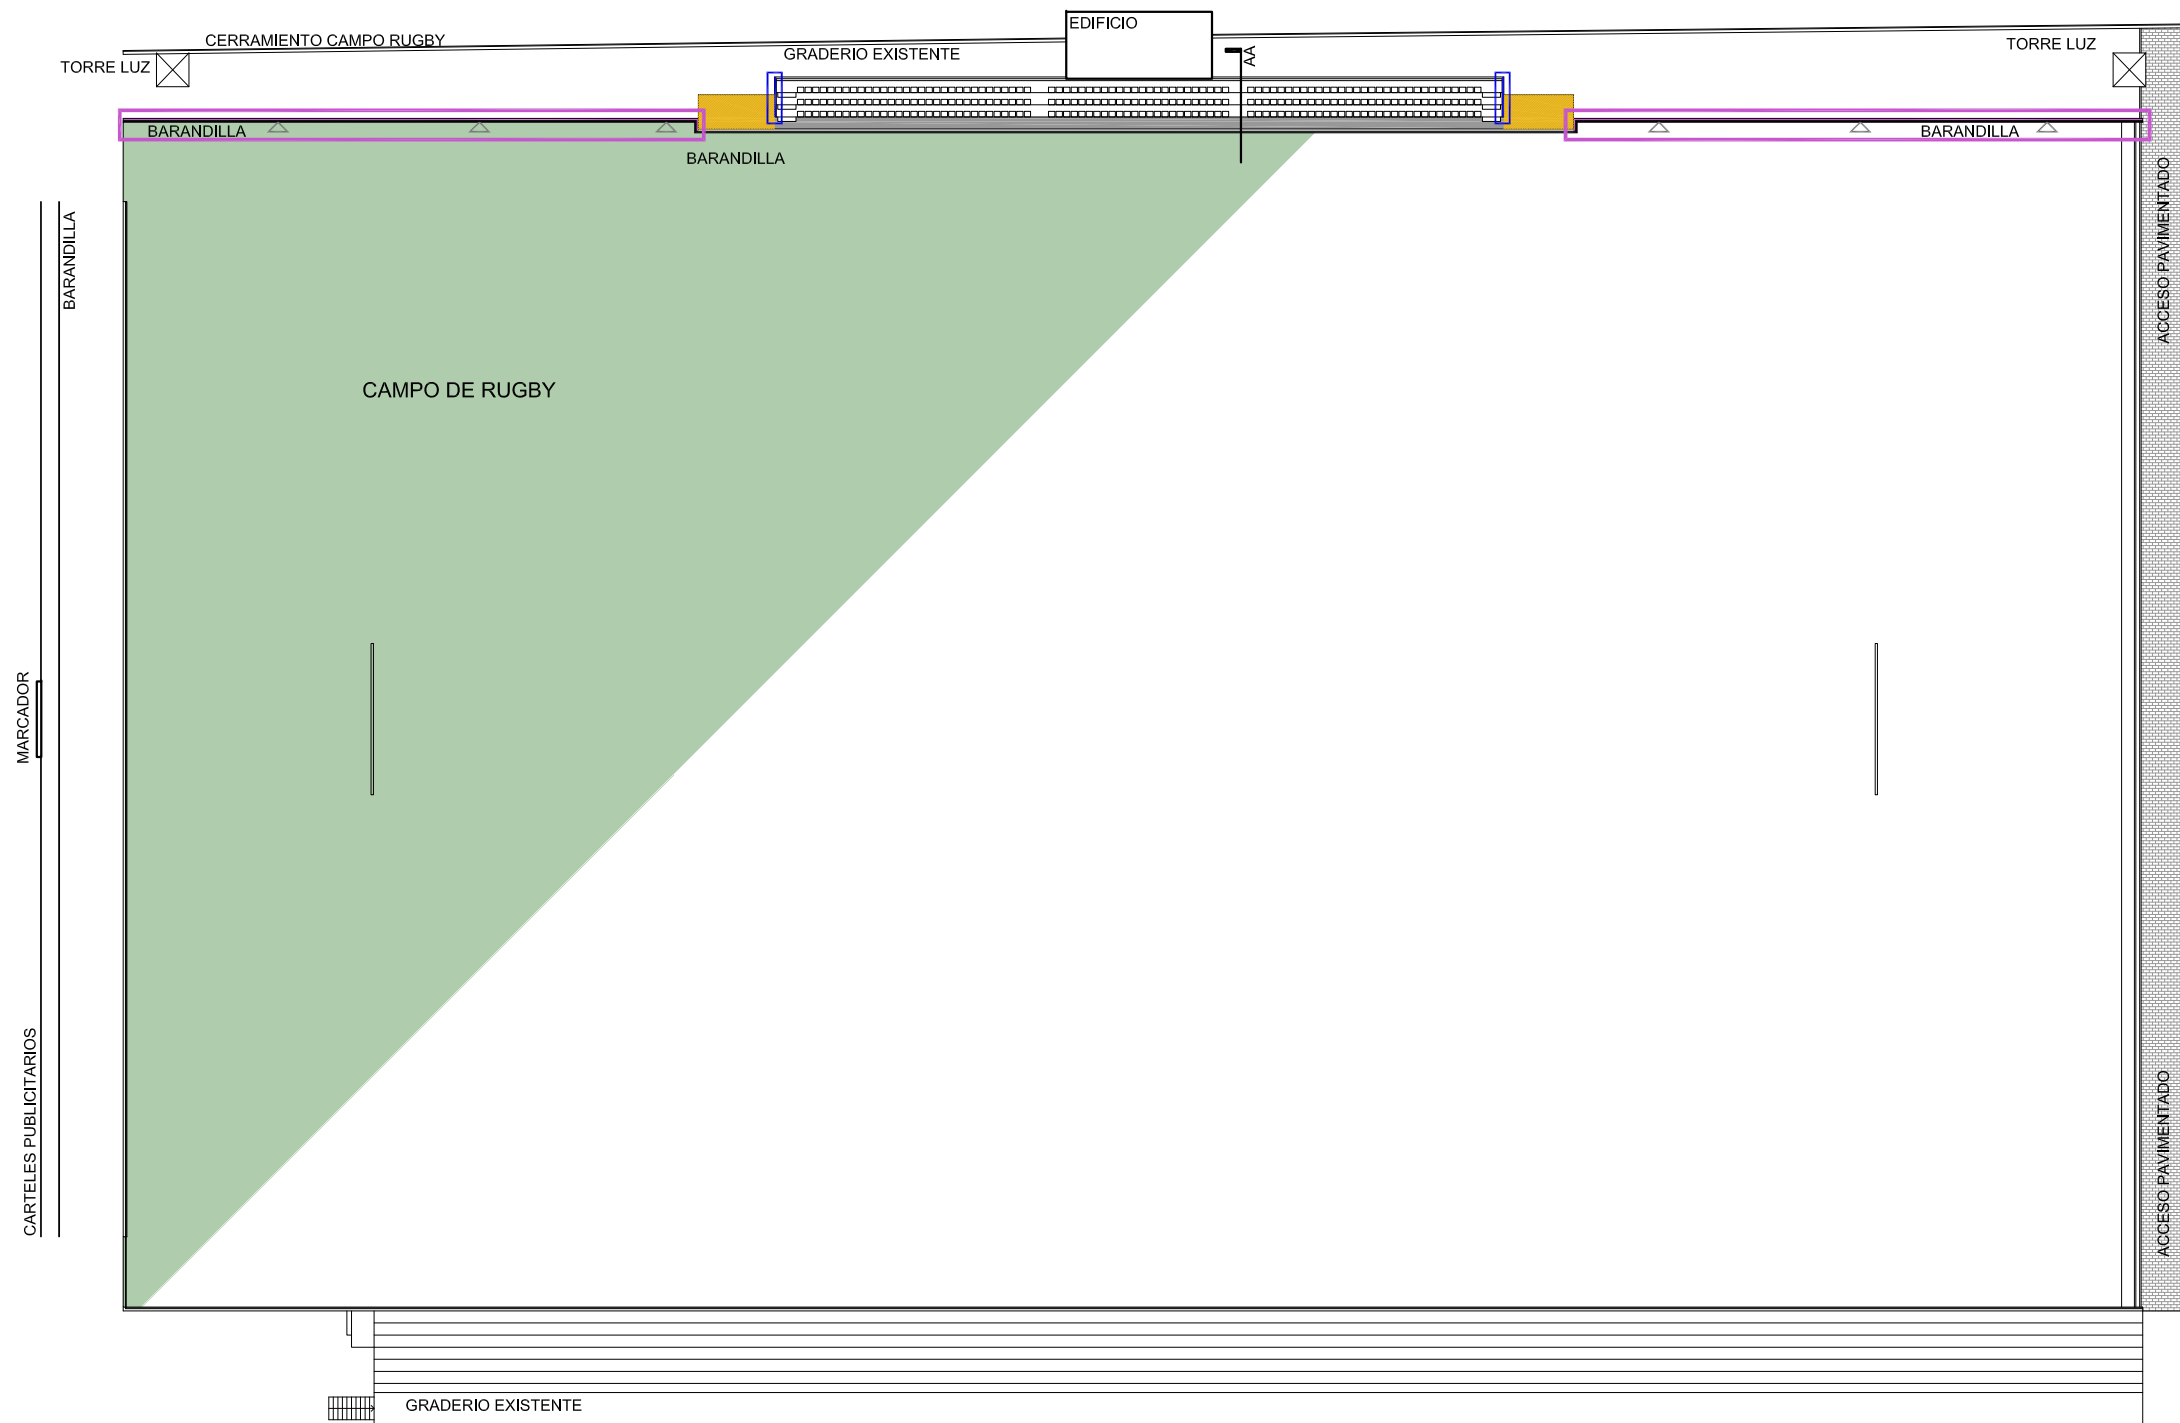

ACTUACIONES PREVIAS

	LEVANTAMIENTO MURETE HORMIGON
	LEVANTAMIENTO BARANDILLA CON RECUPERACION
	LEVANTADO SOLERA DE HORMIGON
	ROTURA PETO DE LADRILLO Y REMATE FINAL

PROYECTO DE EJECUCION

CONSTRUCCION DE GRADERIOS EN CAMPO DE RUGBY
CAMPOS DE RUGBY PEPE ROJO. CTRA. RENEDO, KM. 3,7 (VALLADOLID)

1517

Nº PLANO

A02

ACTUACIONES PREVIAS

ESCALA 1/500

PROPIEDAD

Ayuntamiento de Valladolid
Fundación Municipal de Deportes


SEPTIEMBRE 2015

ARQUITECTOS


DANIEL GONZALEZ TELLO

PEDRO CARDENAL GARCIA

TCU
arquitectos
C/ López Gómez N°19-1º C.P.: 47002, VALLADOLID
T.983/303838-F.983/300698 proyectos@tcuarquitectos.com

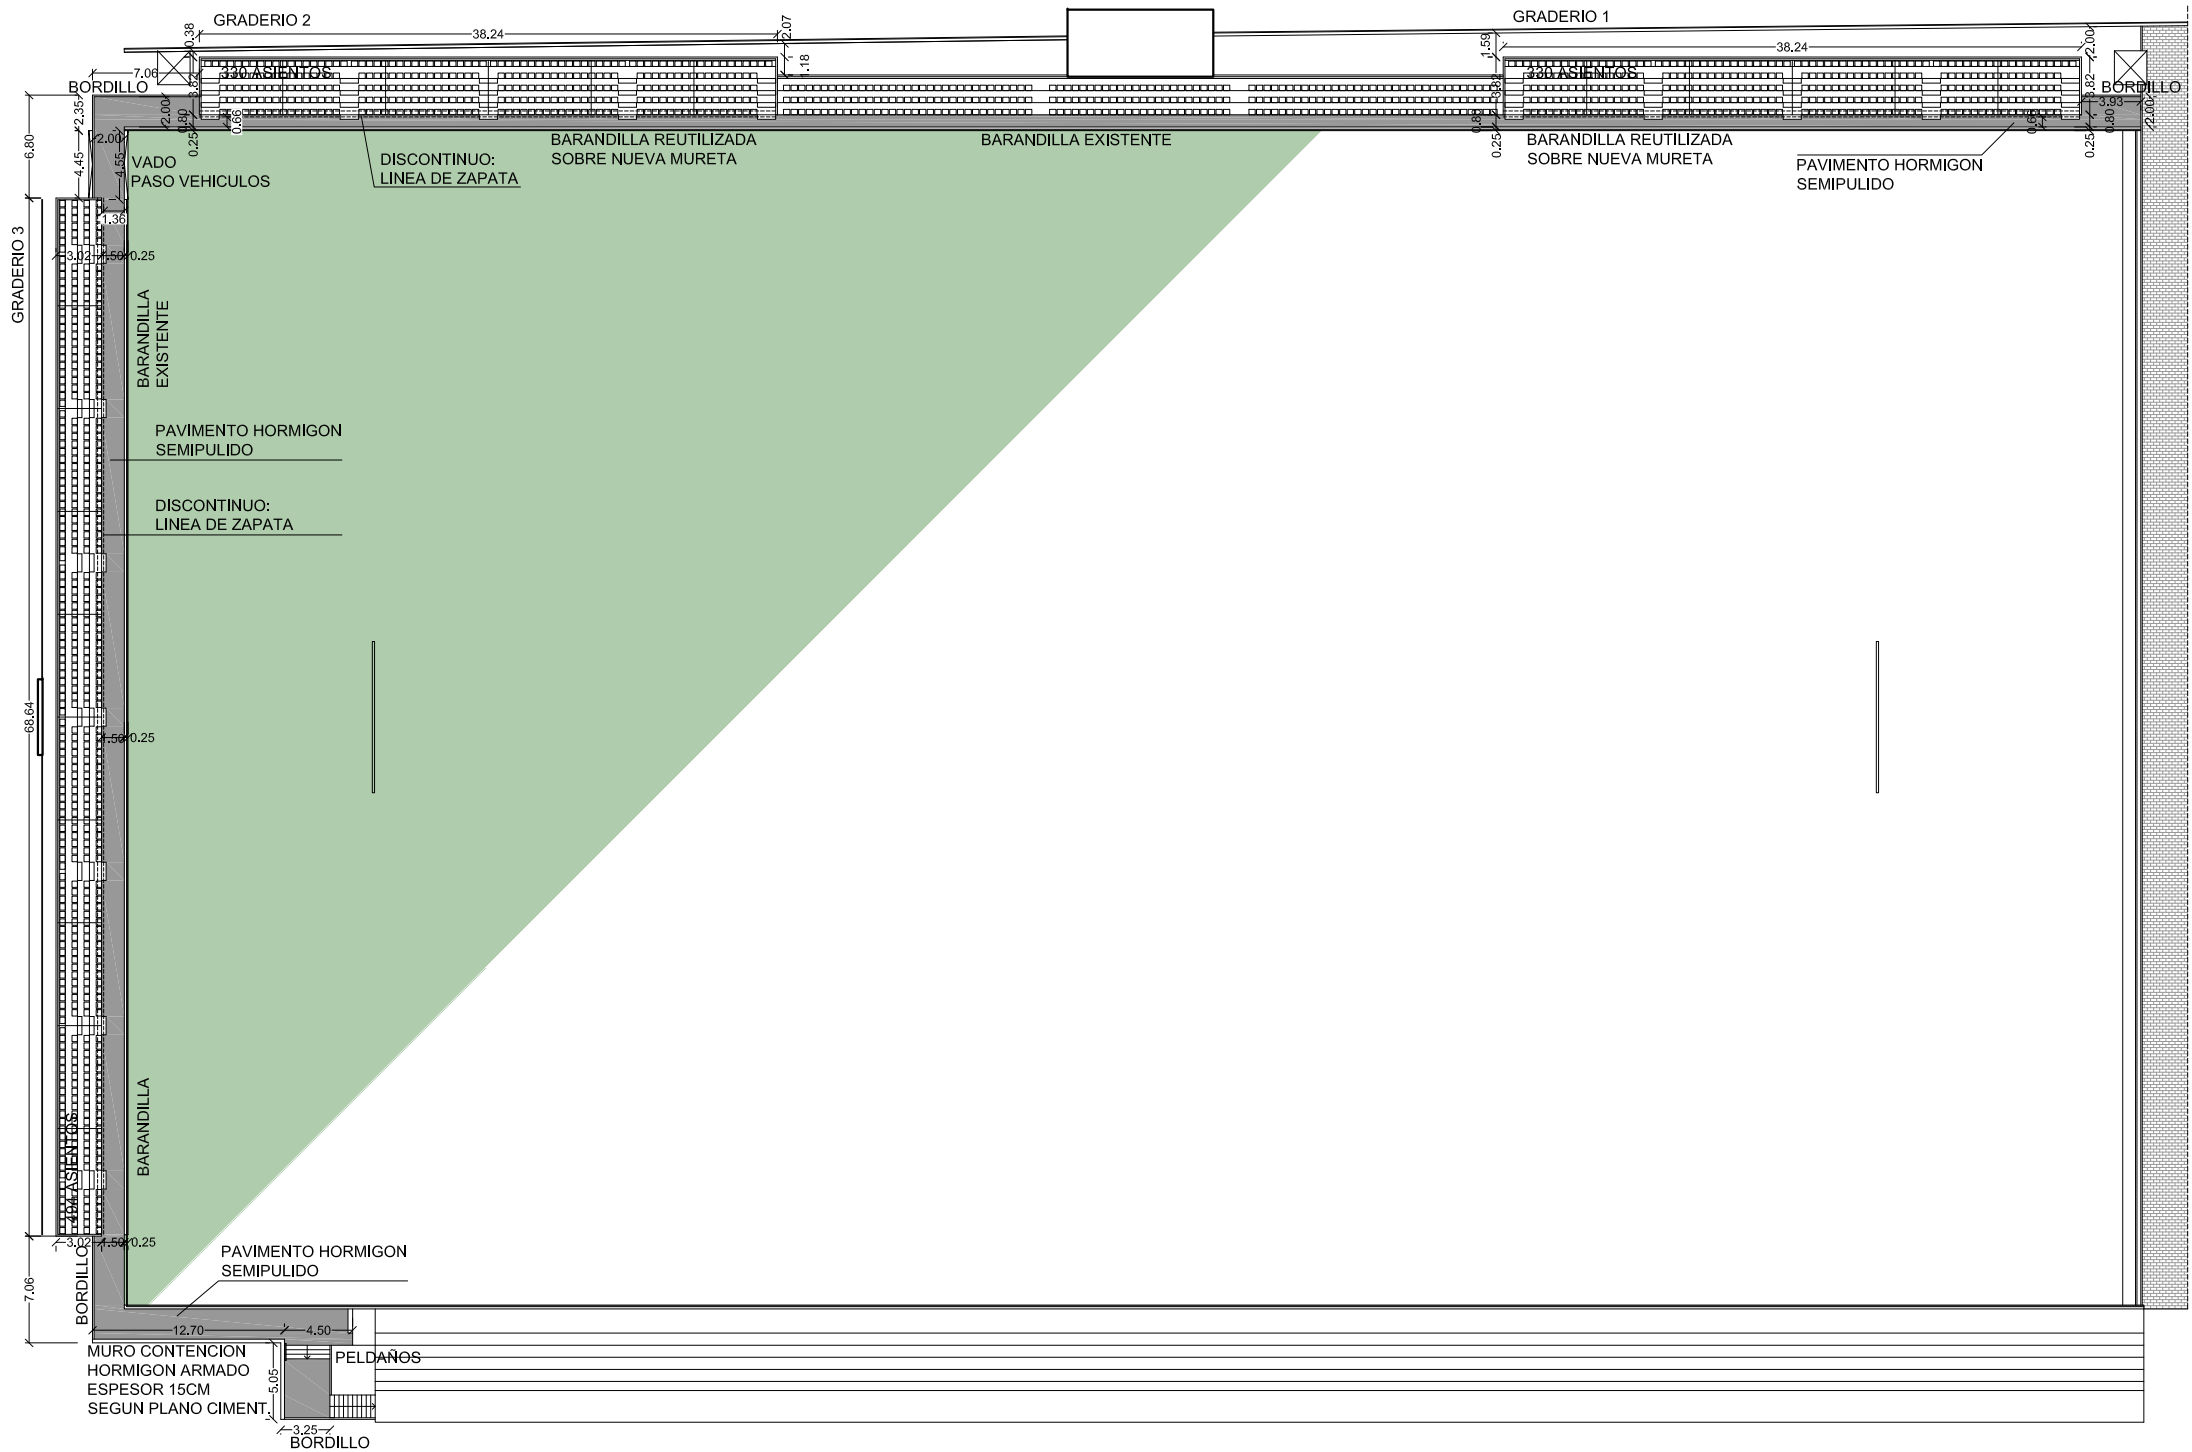

ESTADO REFORMADO

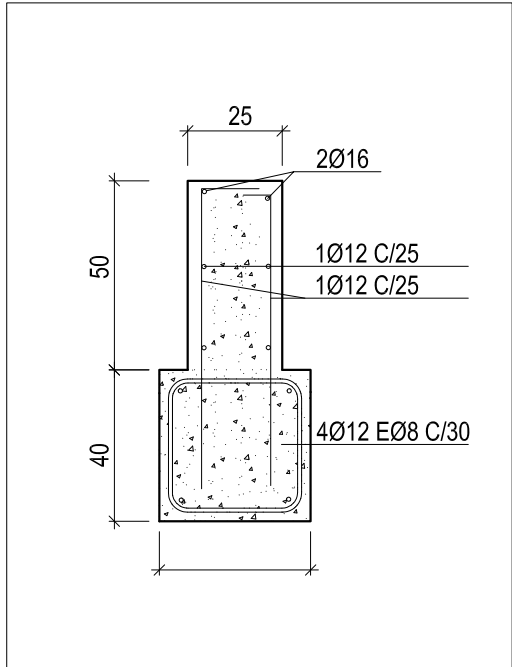

DETALLE MURETA

PROYECTO DE EJECUCION
CONSTRUCCION DE GRADERIOS EN CAMPO DE RUGBY
CAMPOS DE RUGBY PEPE ROJO. CTRA. RENEDO, KM. 3,7 (VALLADOLID)

1517

NºPLANO

A03

ESTADO REFORMADO

ESCALA 1/500

PROPIEDAD

Ayuntamiento de Valladolid
Fundación Municipal de Deportes


ARQUITECTOS

DANIEL GONZALEZ TELLO


PEDRO CARDENAL GARCIA

TCU
arquitectos
C/ López Gómez N°19-1º C.P.: 47002, VALLADOLID
T.983/303838.F-983/300698 proyectos@tcuarquitectos.com


SEPTIEMBRE 2015

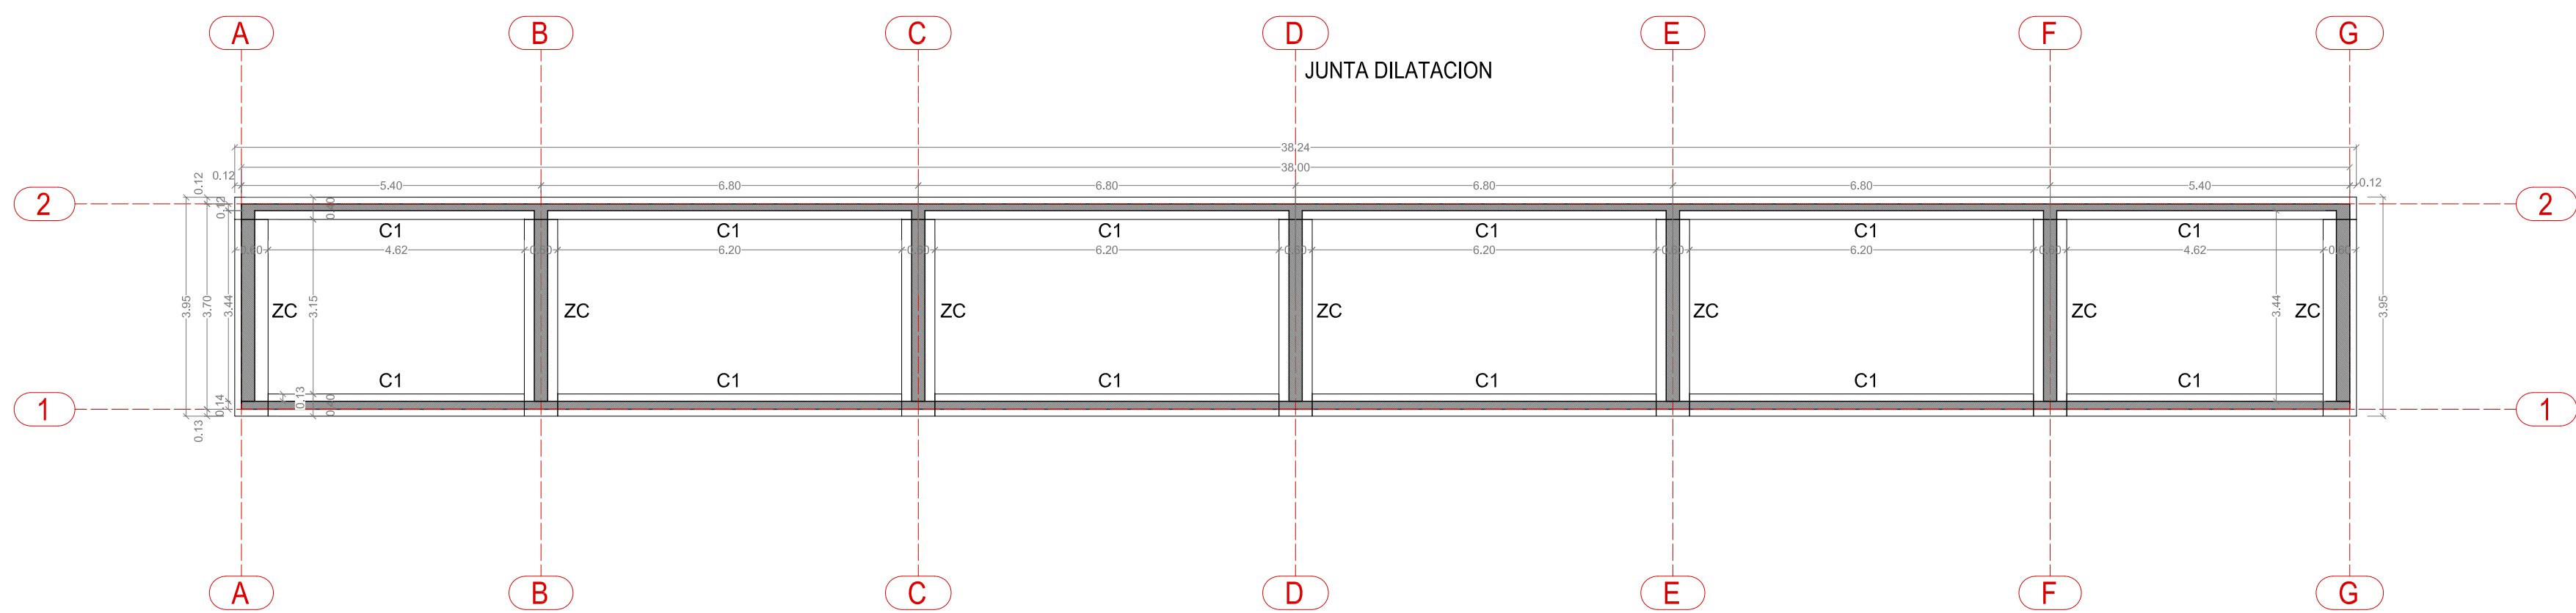




GRADERIO 1
COTAS EN METROS
ESCALA 1:100

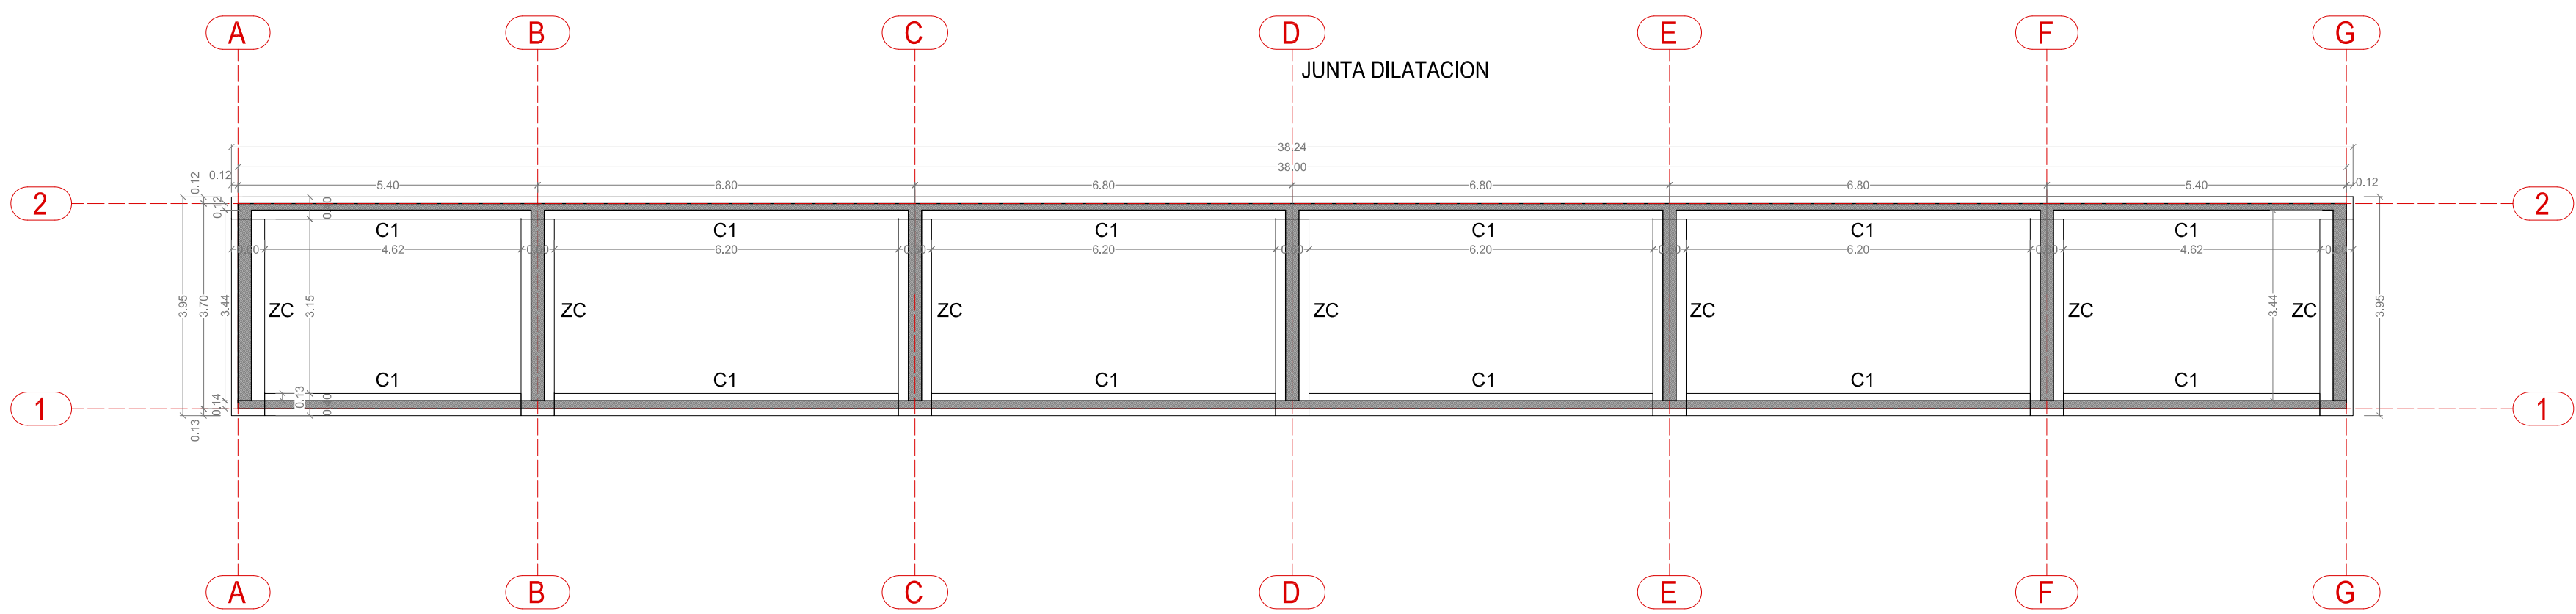


GRADERIO 2
COTAS EN METROS
ESCALA 1:100

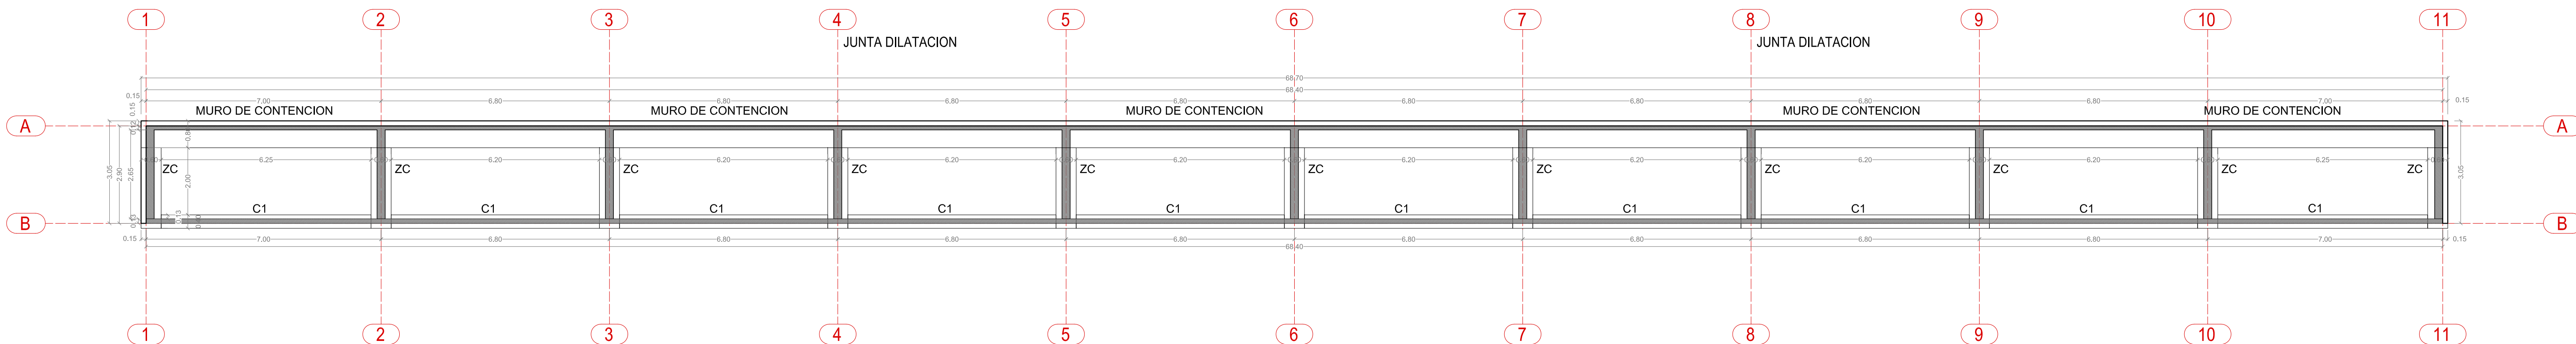


GRADERIO 3
COTAS EN METROS
ESCALA 1:100

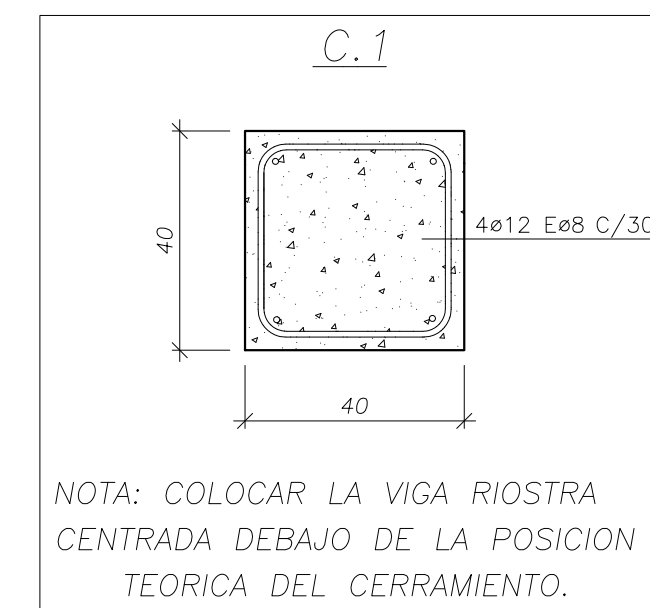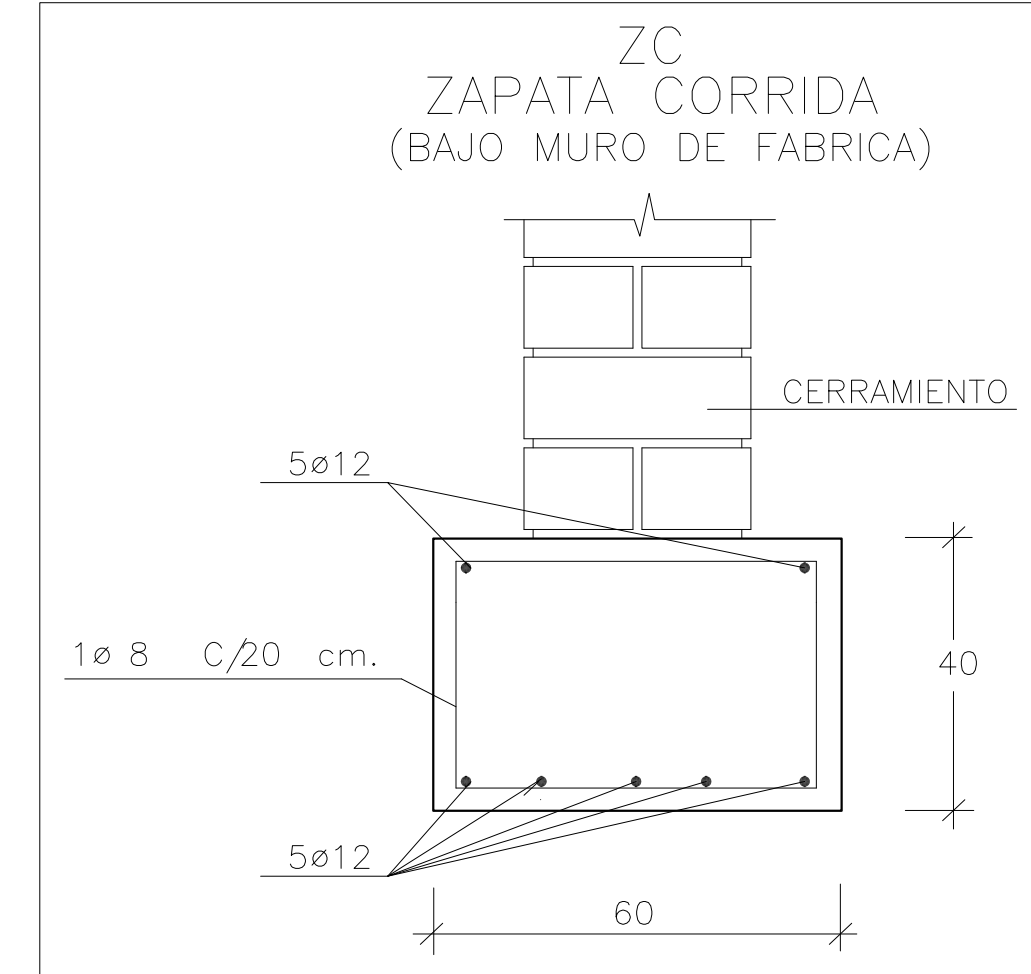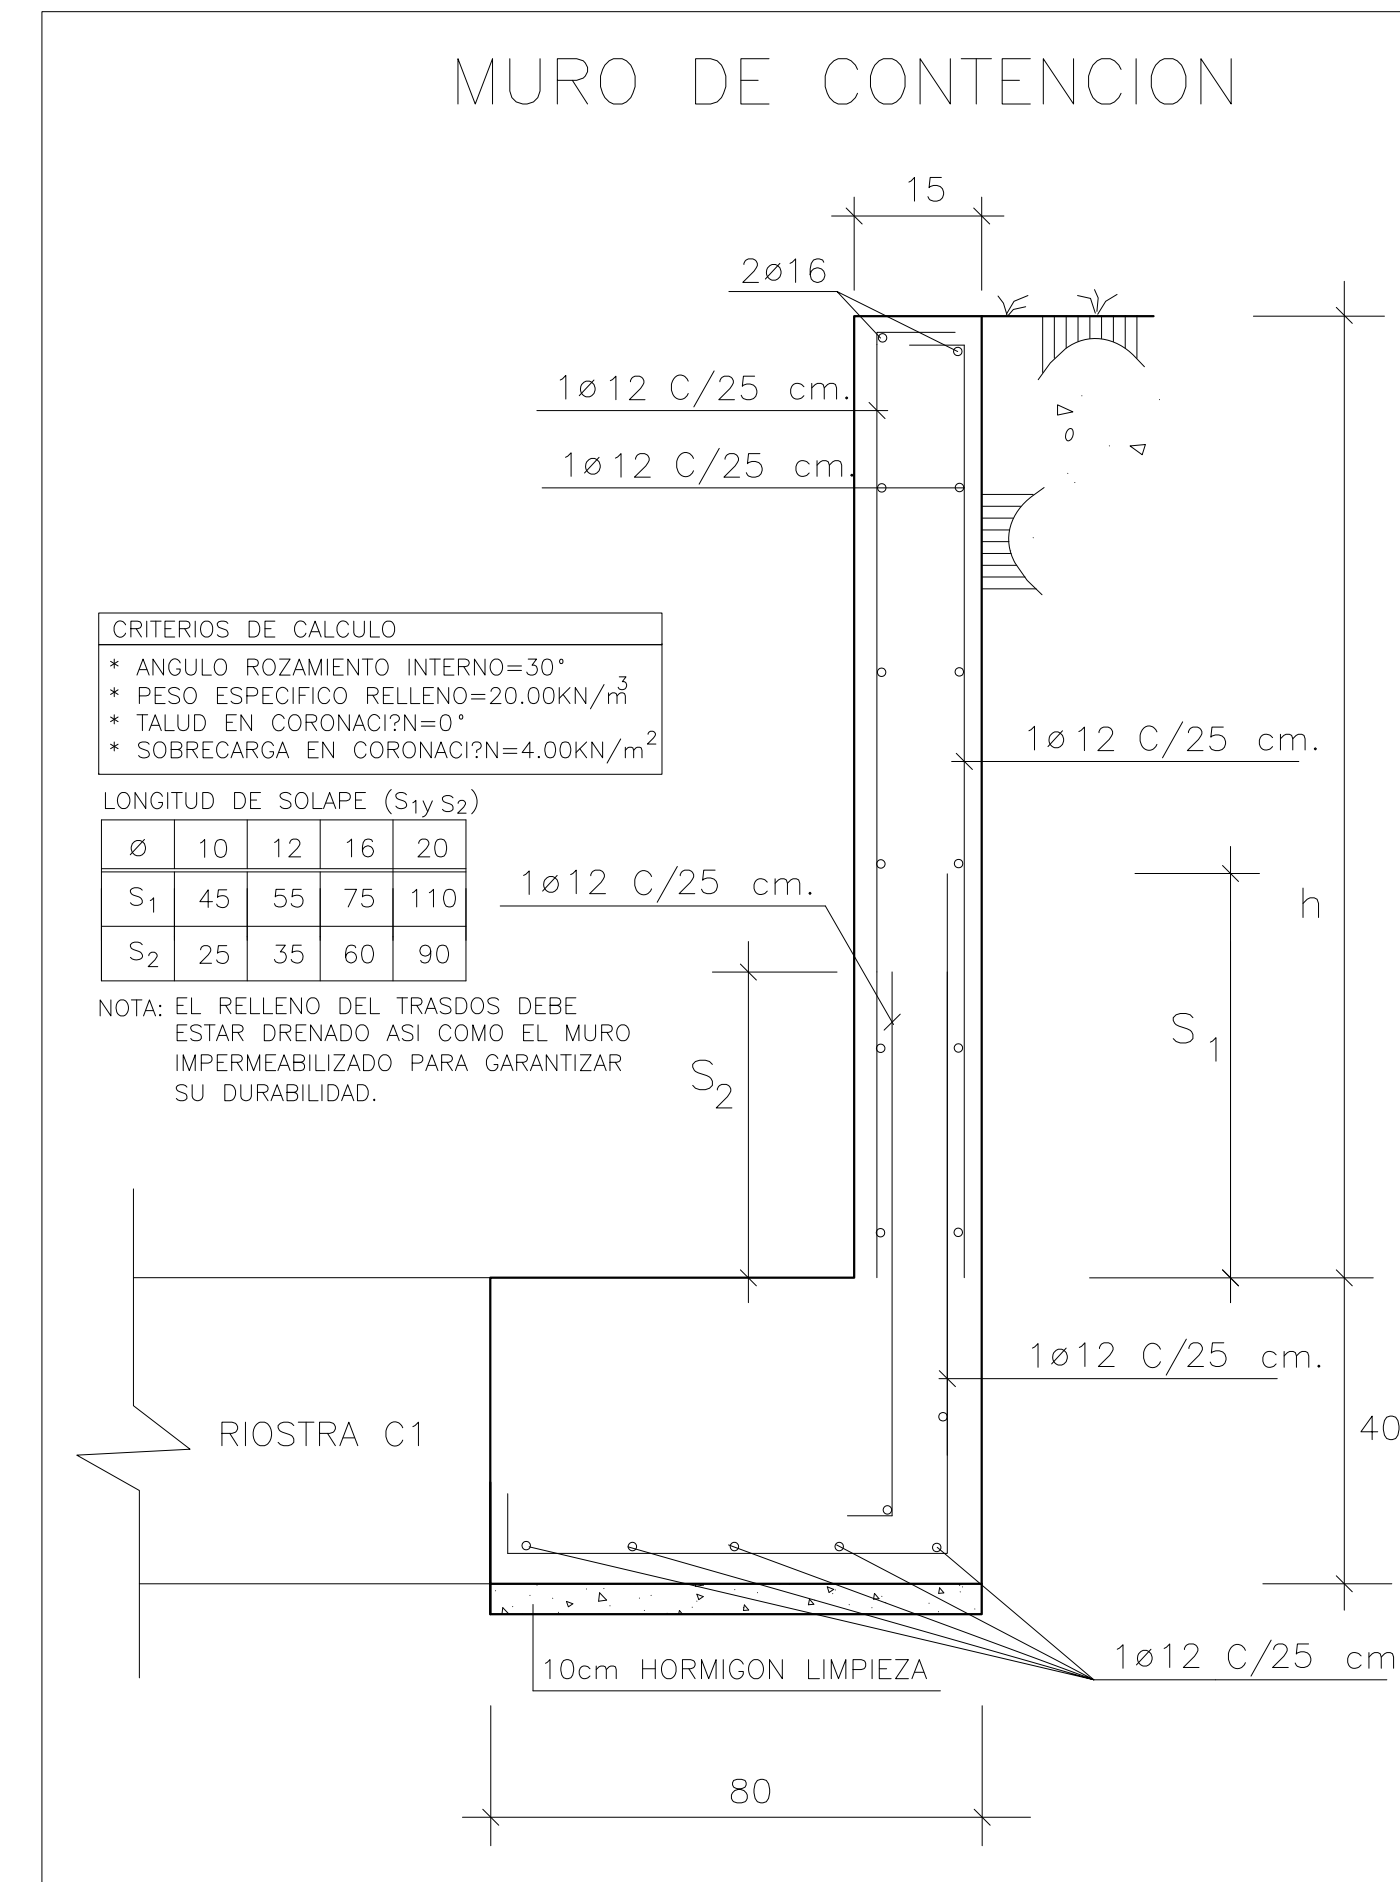


NOTA: COLOCAR LA VIGA RIOSTRA CENTRADA DEBAJO DE LA POSICION TEORICA DEL CERRAMIENTO.

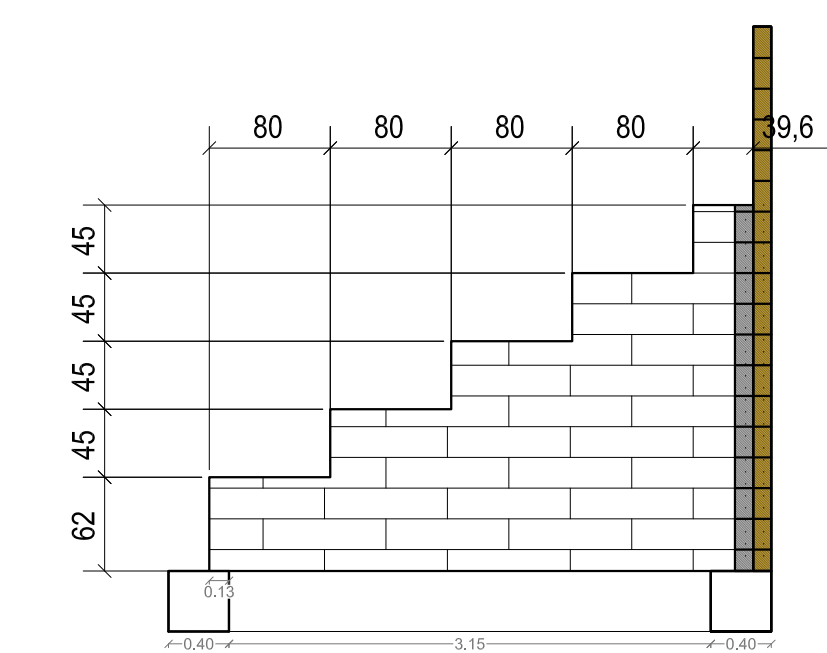

SECCION MURO GRADERIO 1
ESCALA: 1:50

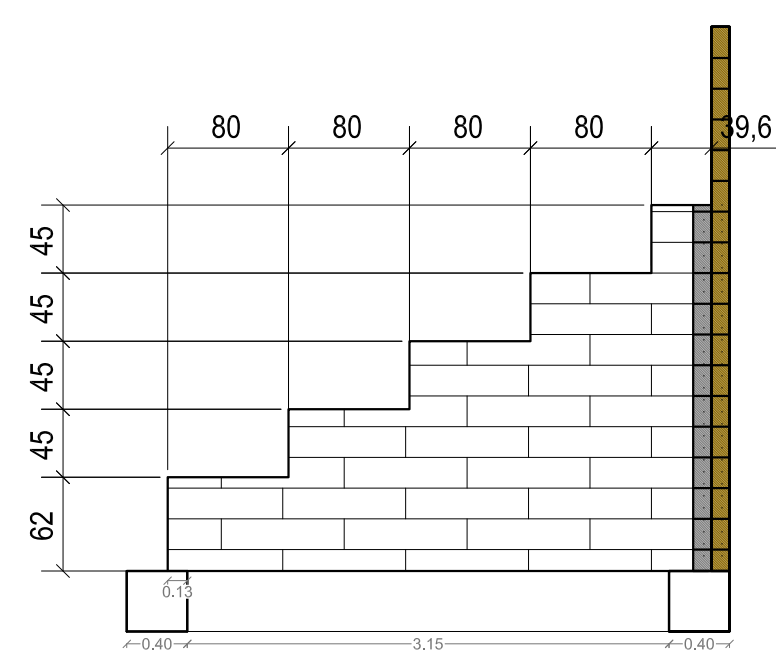

SECCION MURO GRADERIO 2
ESCALA: 1:50

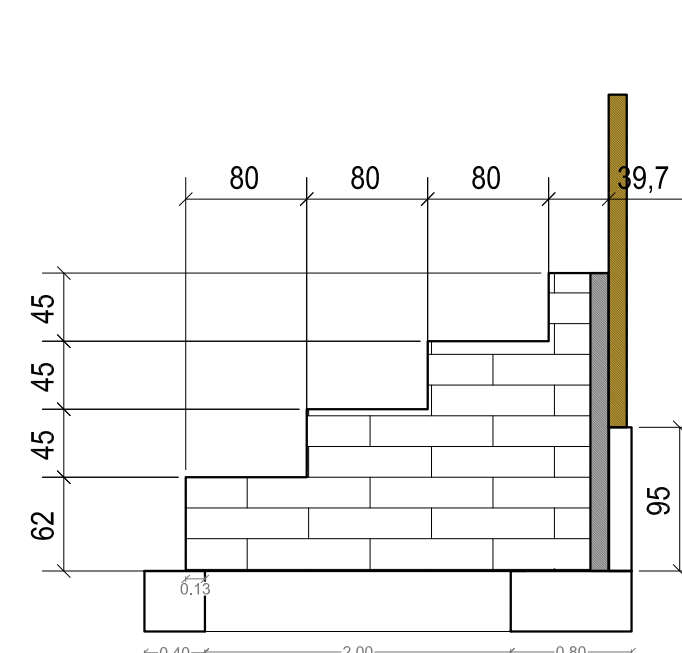

SECCION MURO GRADERIO 3
ESCALA: 1:50

TENSION ADMISIBLE = 0.15 N/ mm2

PROYECTO DE EJECUCION
CONSTRUCCION DE GRADERIOS EN CAMPO DE RUGBY
CAMPOS DE RUGBY PEPE ROJO, CTRA. RENEDO, KM. 3,7 (VALLADOLID)

Nº PLANO
E01

CIMENTACION

1517

ESCALA 1/100

PROPIEDAD
Ayuntamiento de Valladolid
Fundación Municipal de Deportes


ARQUITECTOS

DANIEL GONZALEZ TELLO


PEDRO CARDENAL GARCIA

T C U
arquitectos
C/Isaac Newton 119A1 CP 41012 VALDARROGUE
T 910 303030 F 910 303030 project@tcuarquitectos.com


SEPTIEMBRE 2015

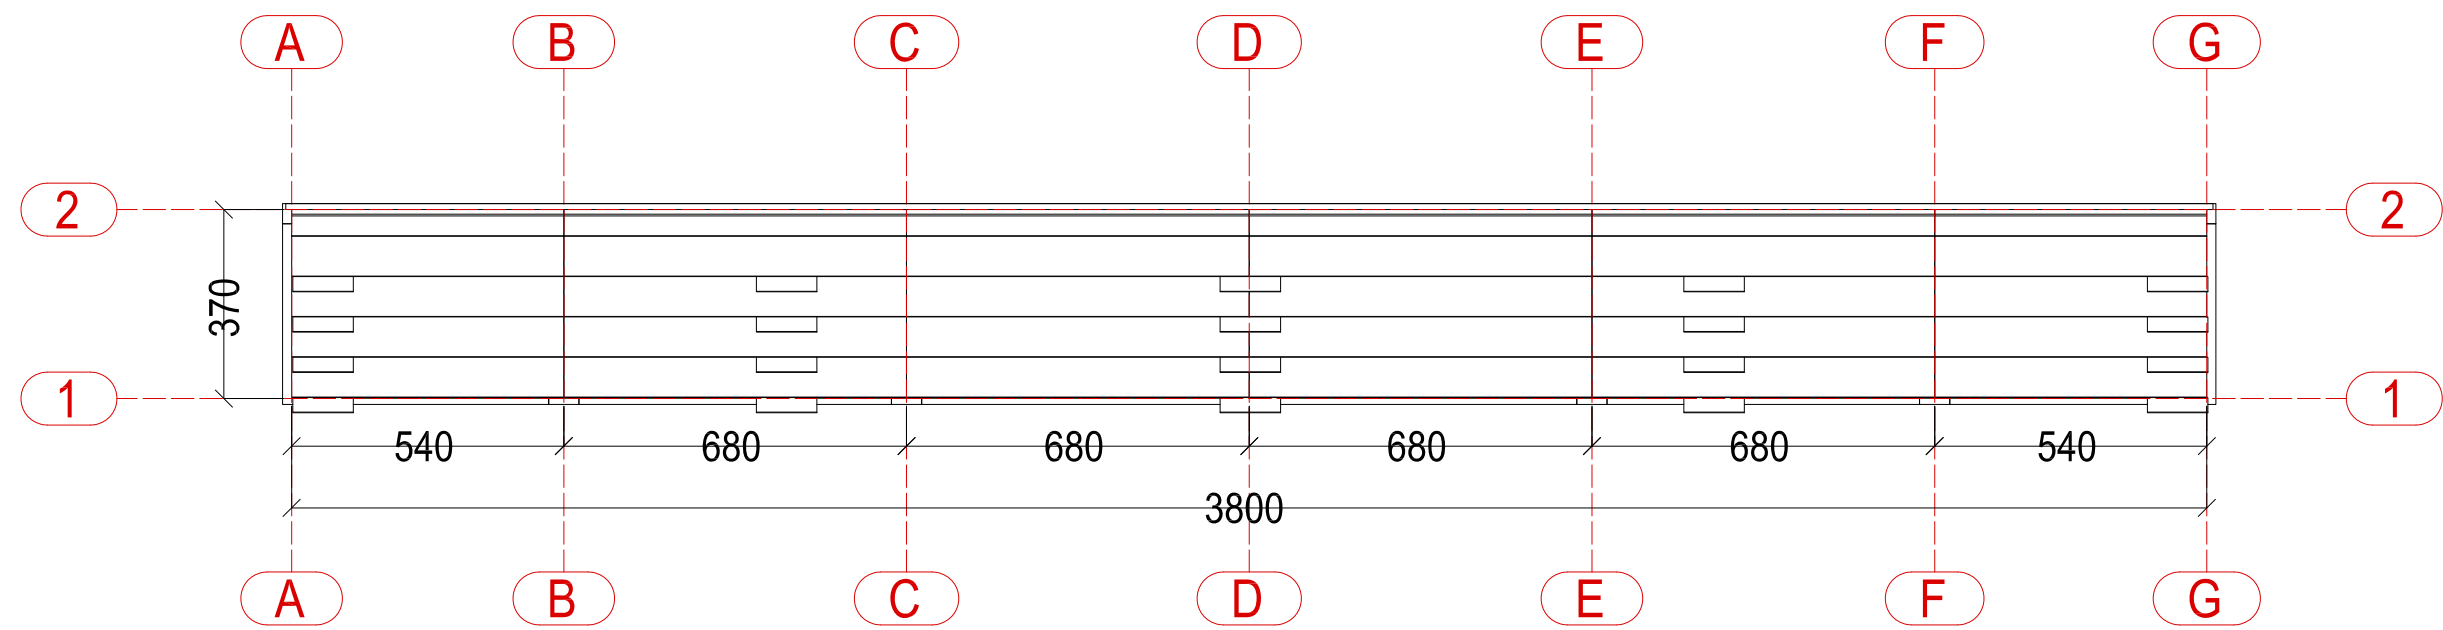


GRADERIO 1

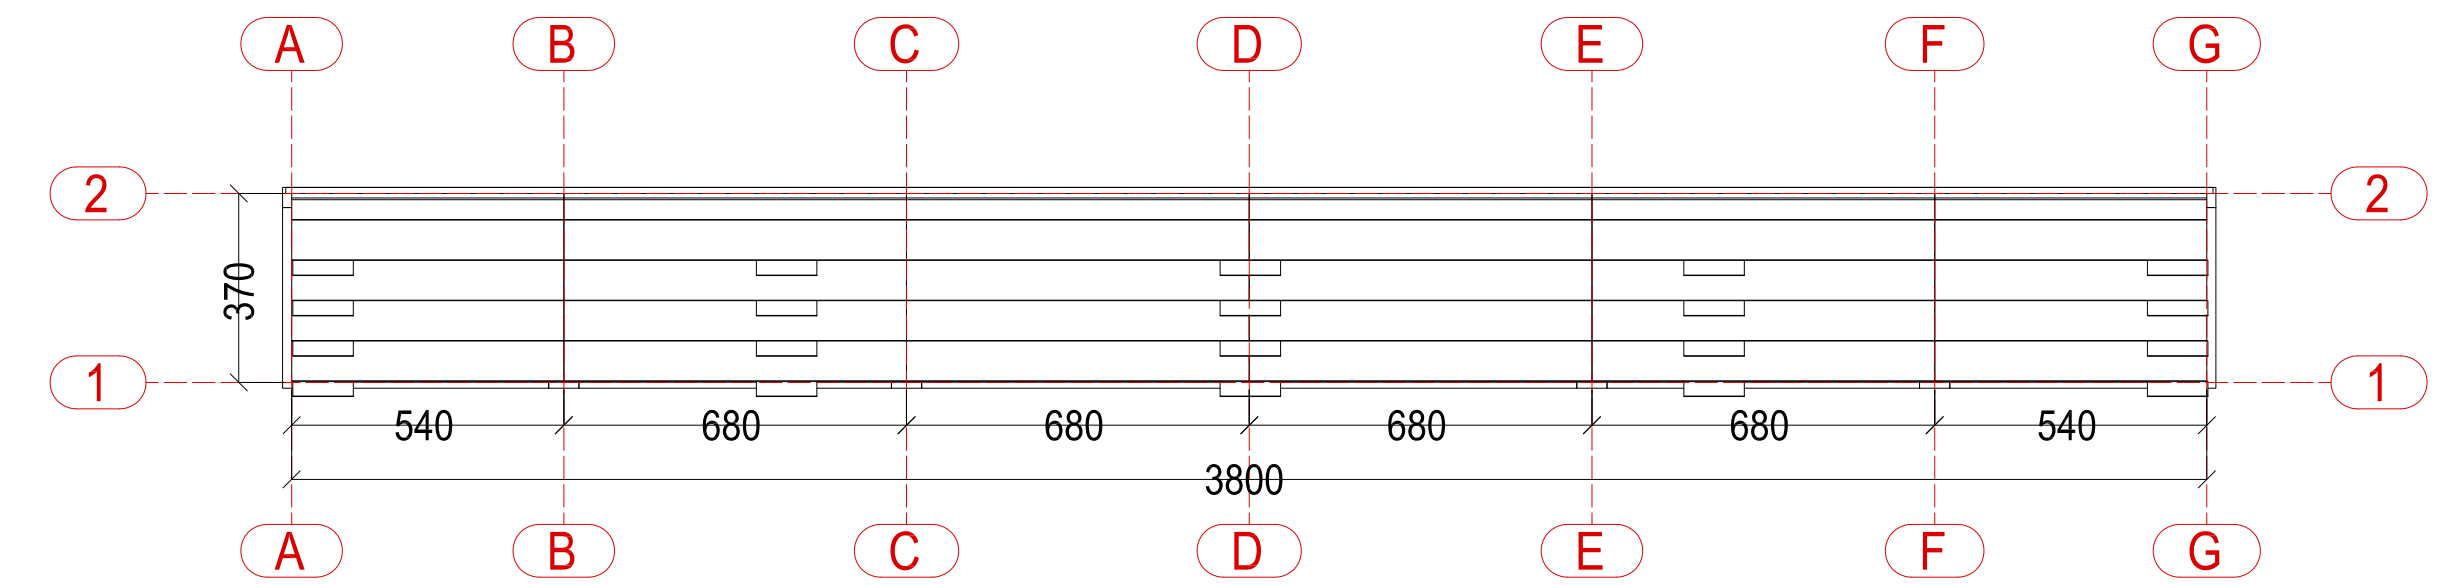


GRADERIO 2

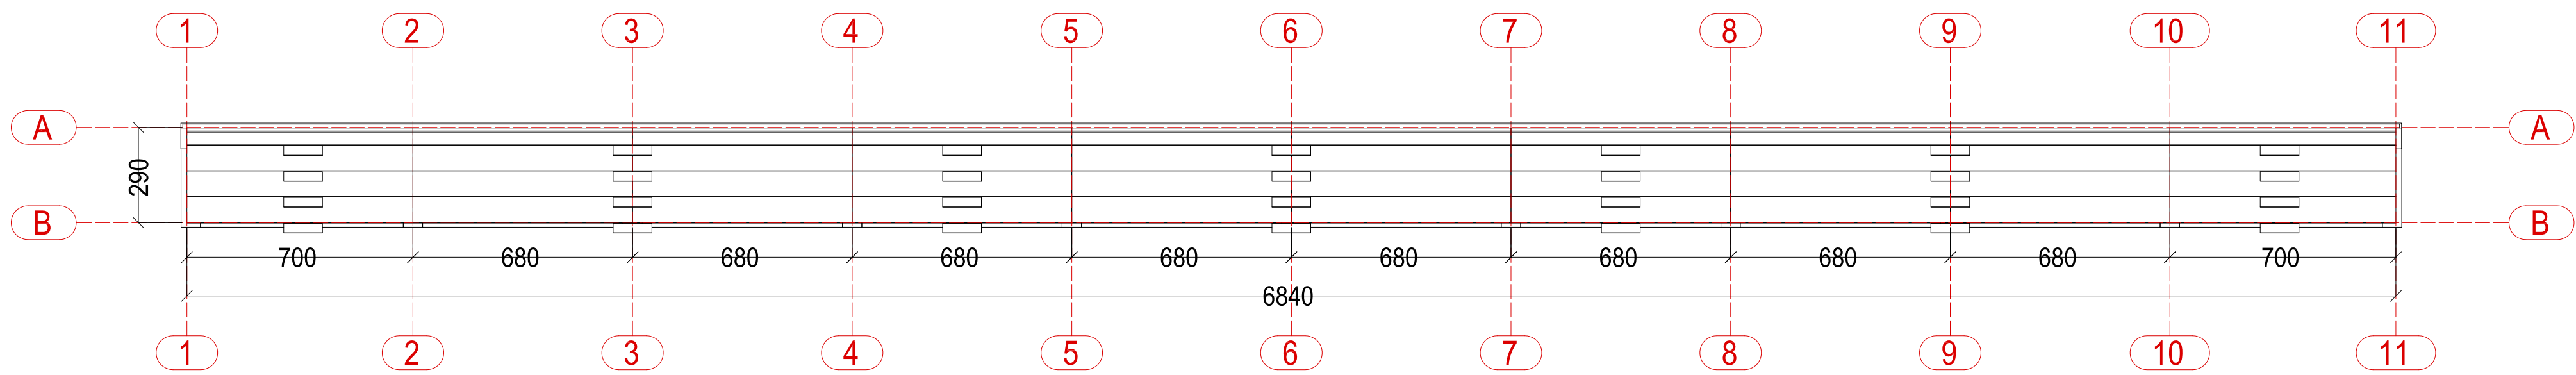


GRADERIO 3

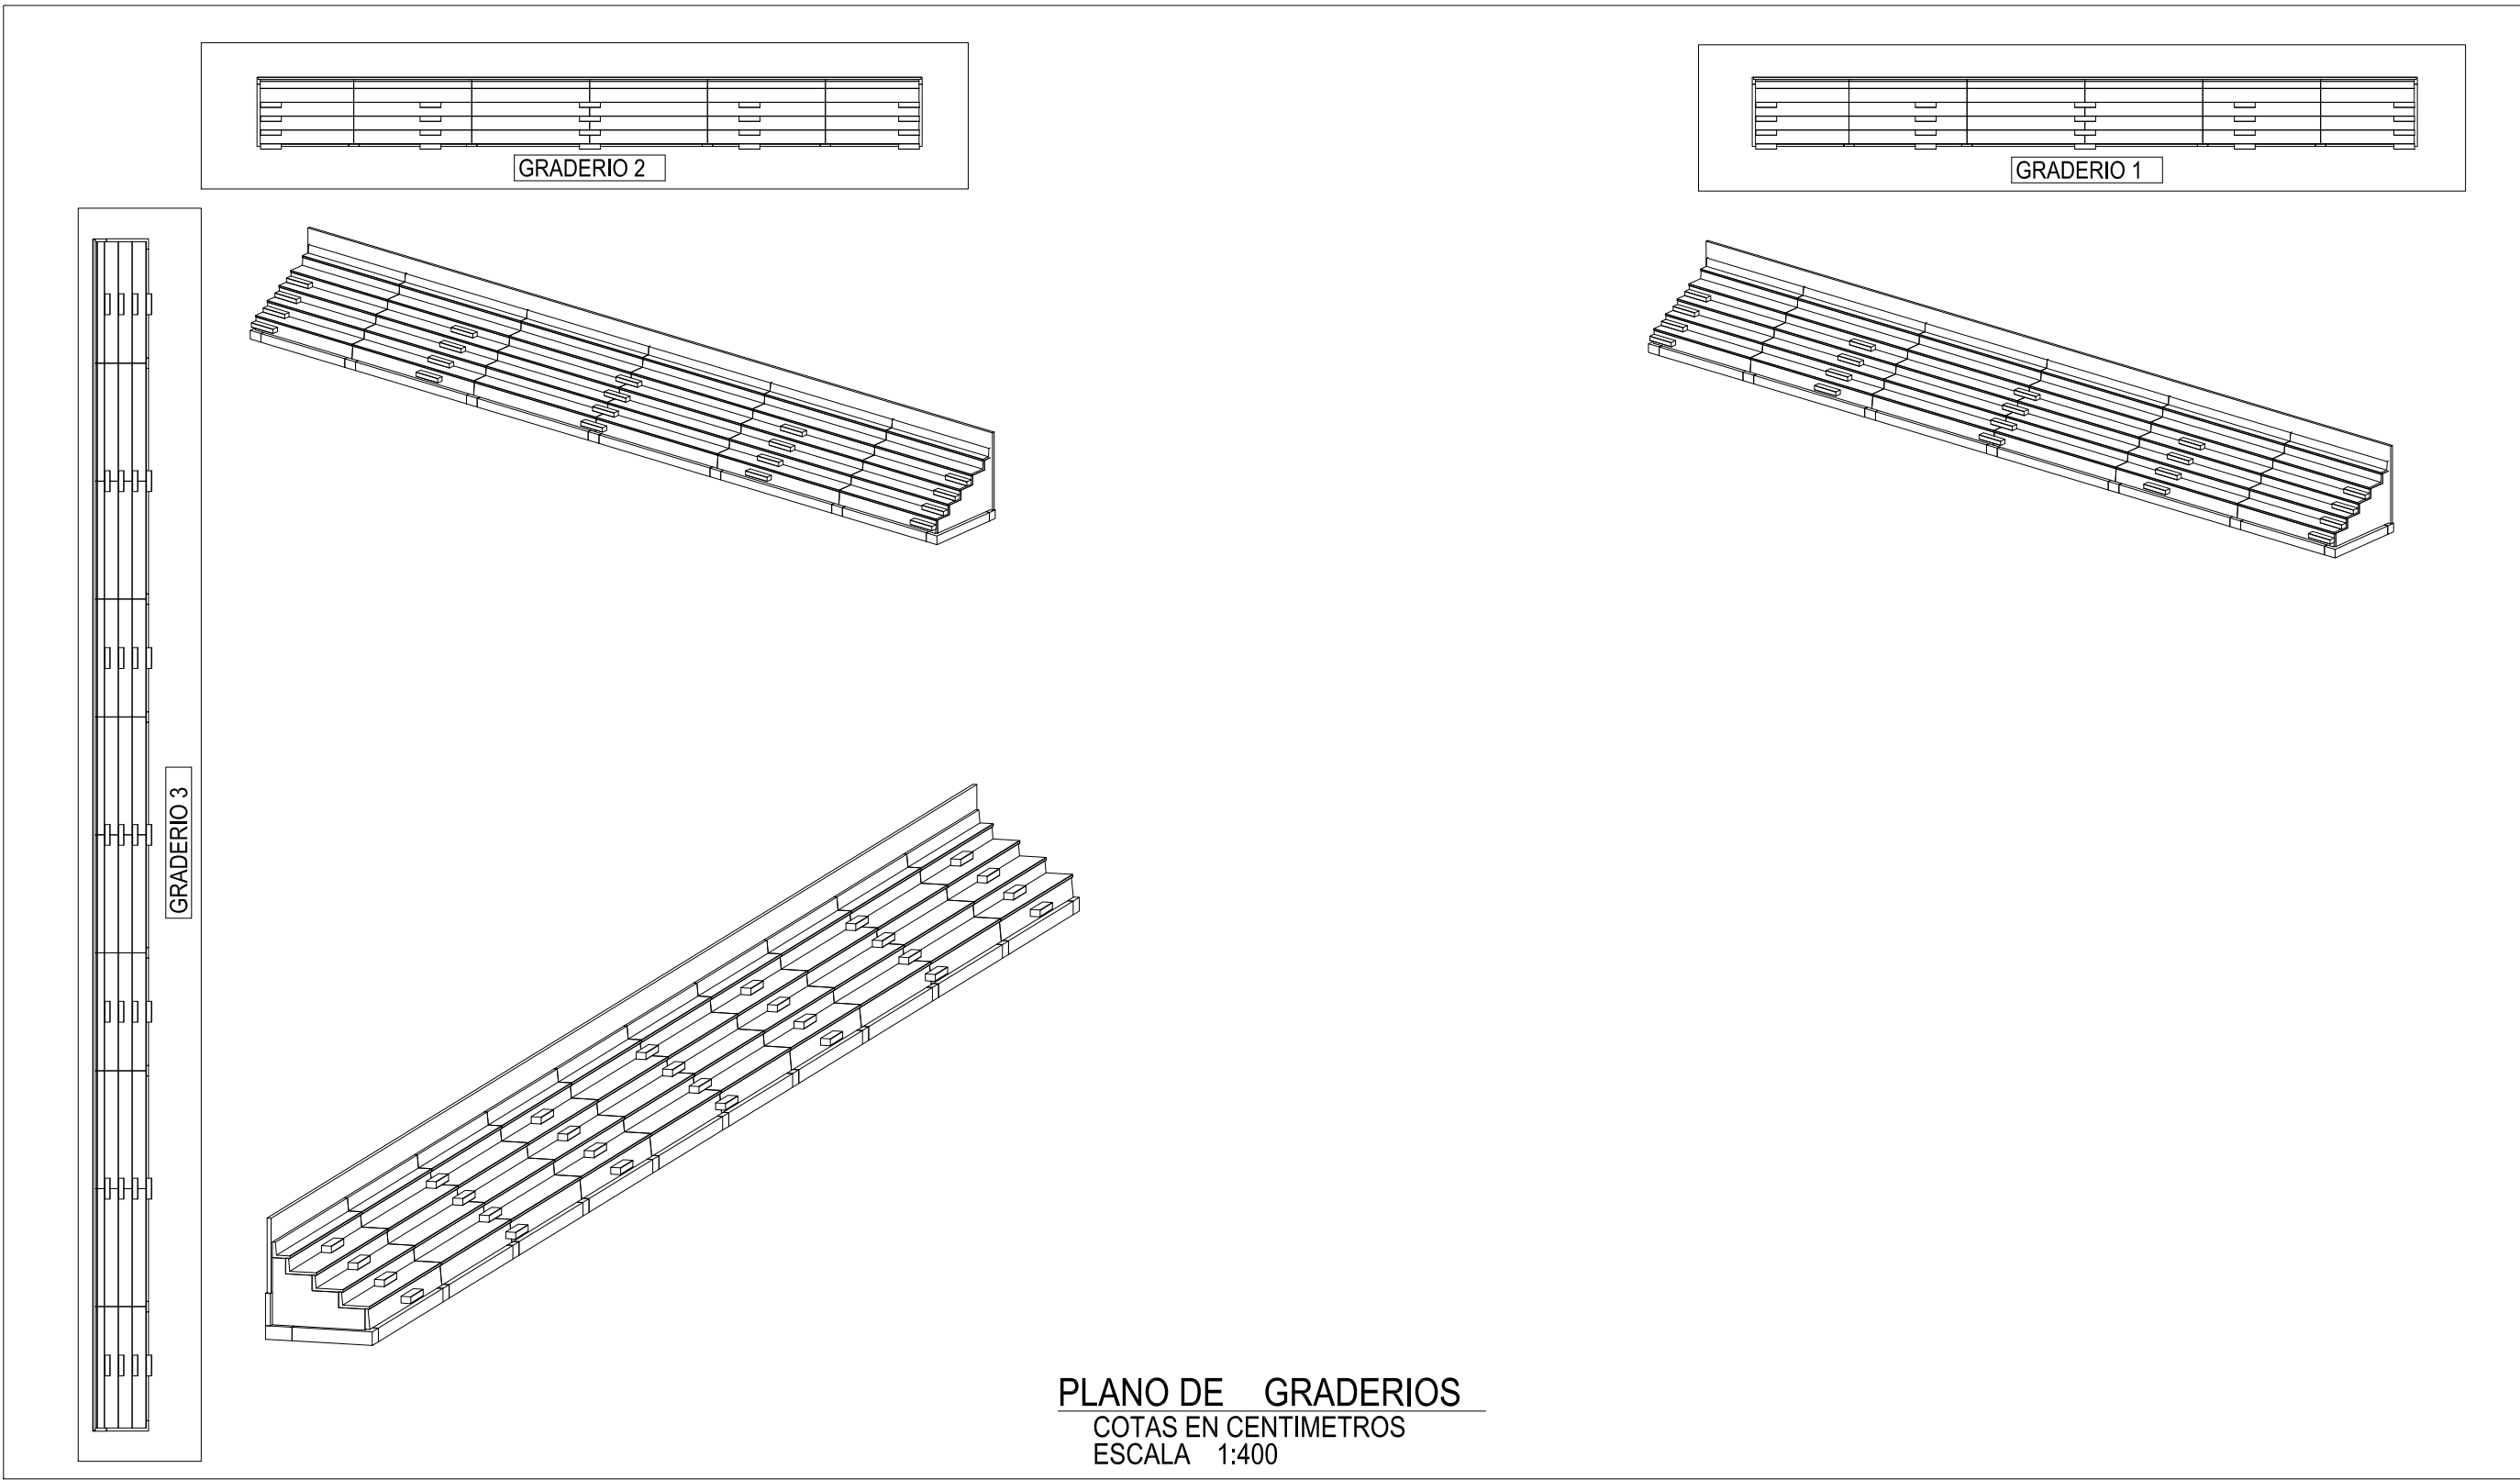


PLANO DE GRADERIOS
COTAS EN CENTIMETROS
ESCALA 1:400

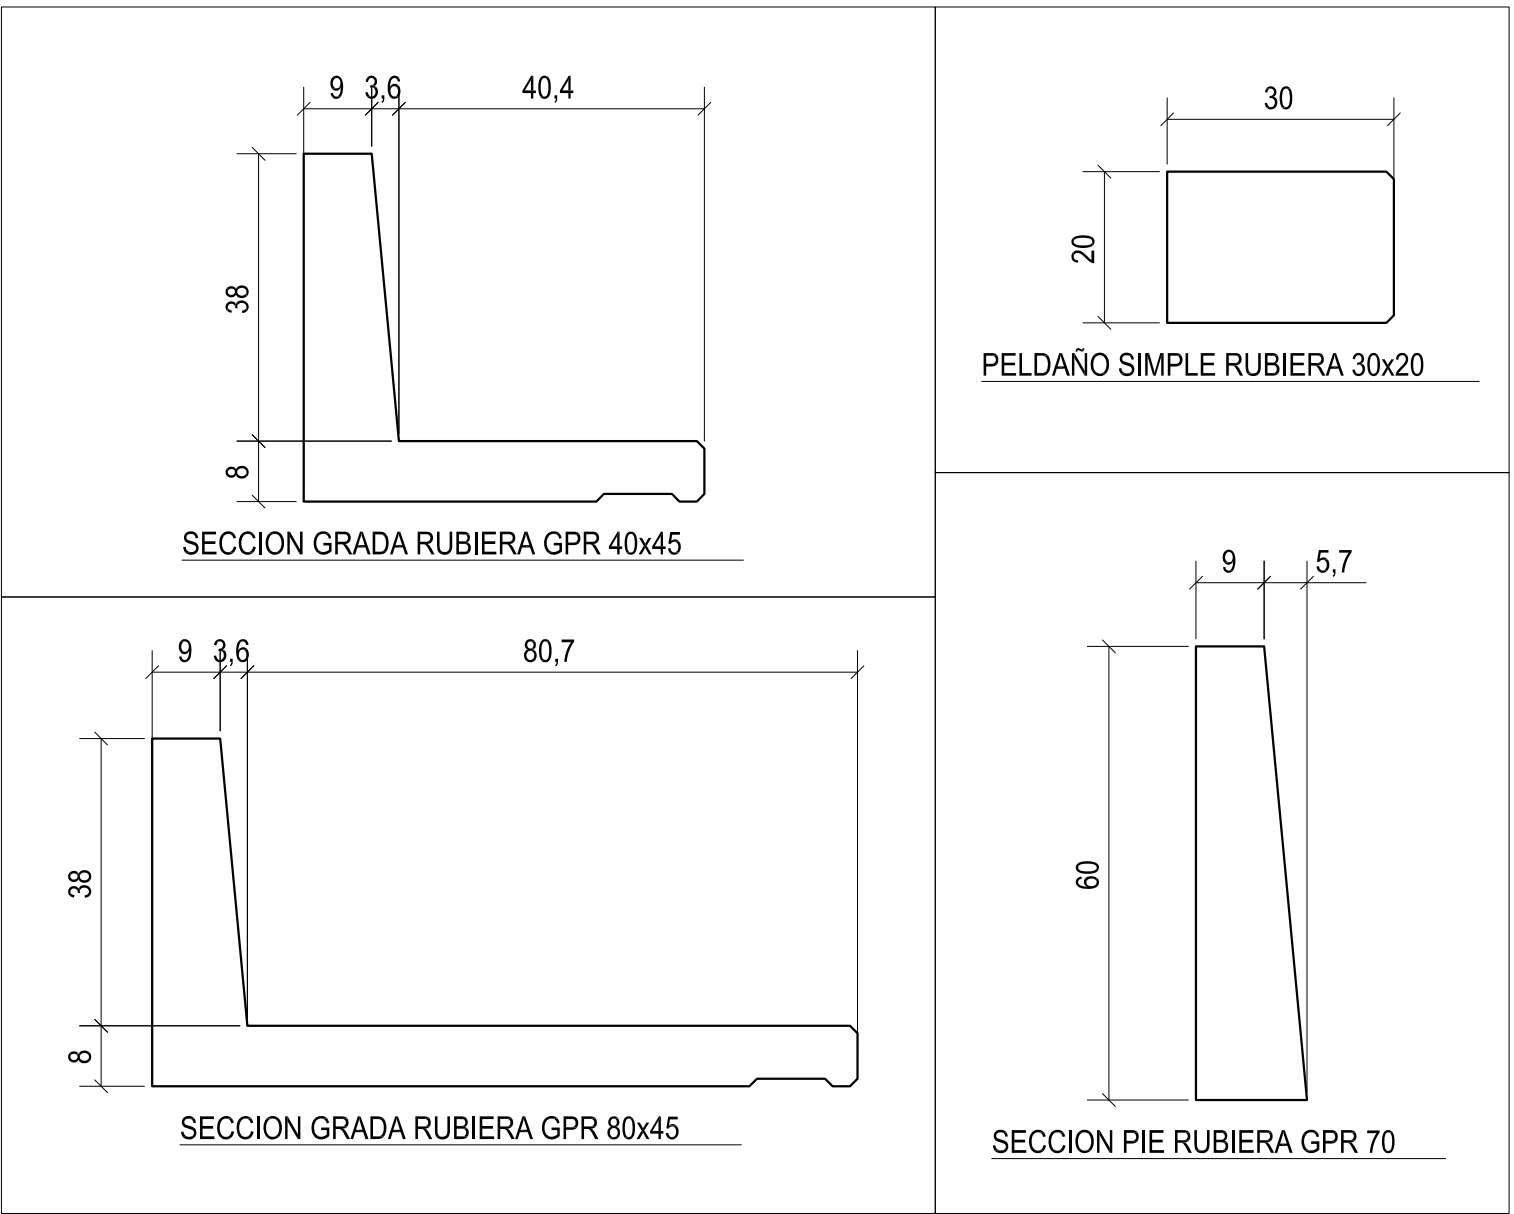

CUADRO DE CARACTERISTICAS SEGUN EHE-08						
MATERIAL	ELEMENTO	HORMIGON	NIVEL DE CONTROL	COEFICIENTE PONDERACION		
				γ_c	γ_s	γ_f
HORMIGON	CIMENTACION	HA-25 -B/20/IIa	100x100	1.50		
HORMIGON	GRADA GPR-	HA-25 -F/12/IIa	100x100	1.50		
HORMIGON	PELDAÑO	HA-25 -F/12/IIa	100x100	1.50		
ARMADURAS	CIMENTACION	AP-500-S	NORMAL		1.15	
ARMADURAS	GRADA GPR-	AP-500-S	NORMAL		1.15	
ARMADURAS	PELDAÑO	AP-500-S	NORMAL		1.15	
CONTROL EJECUCION	NORMAL	C.PERMANENTES				1.35
		C.VARIABLES				1.50
		C.ACCIDENTALES				1.00

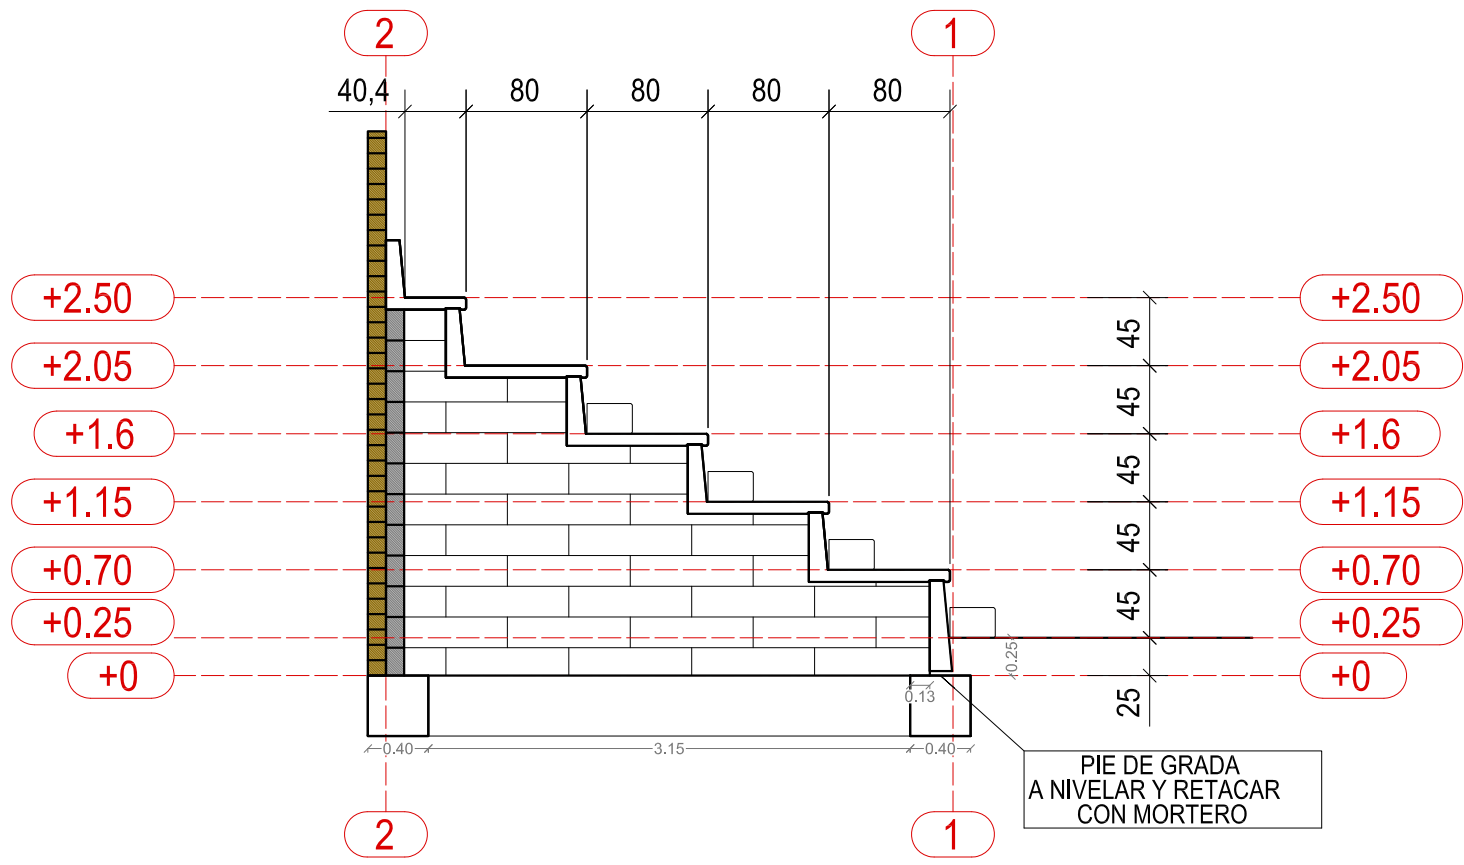

SECCION GRADERIO 1 / 2
ESCALA: 1:50

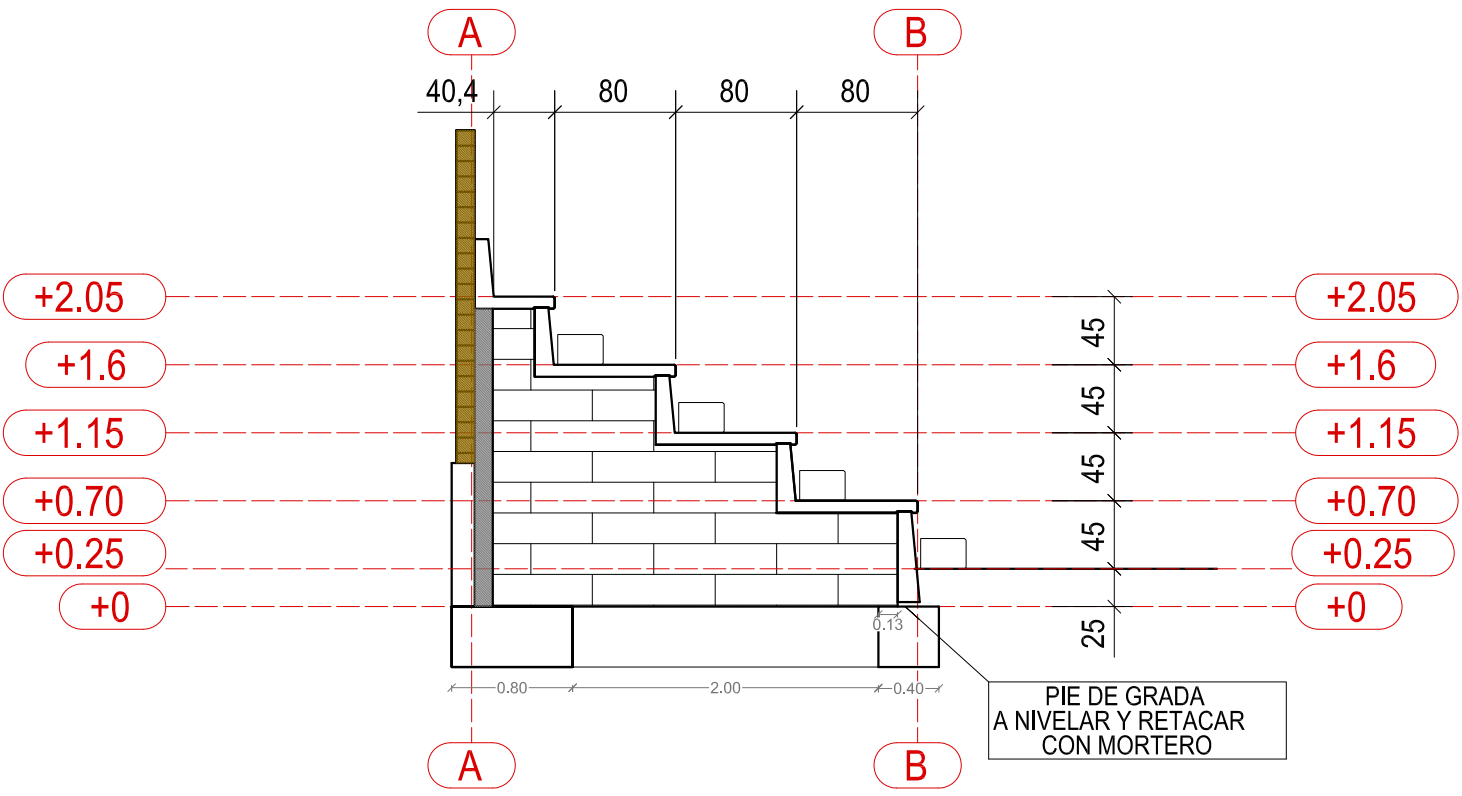

SECCION GRADERIO 3
ESCALA: 1:50